
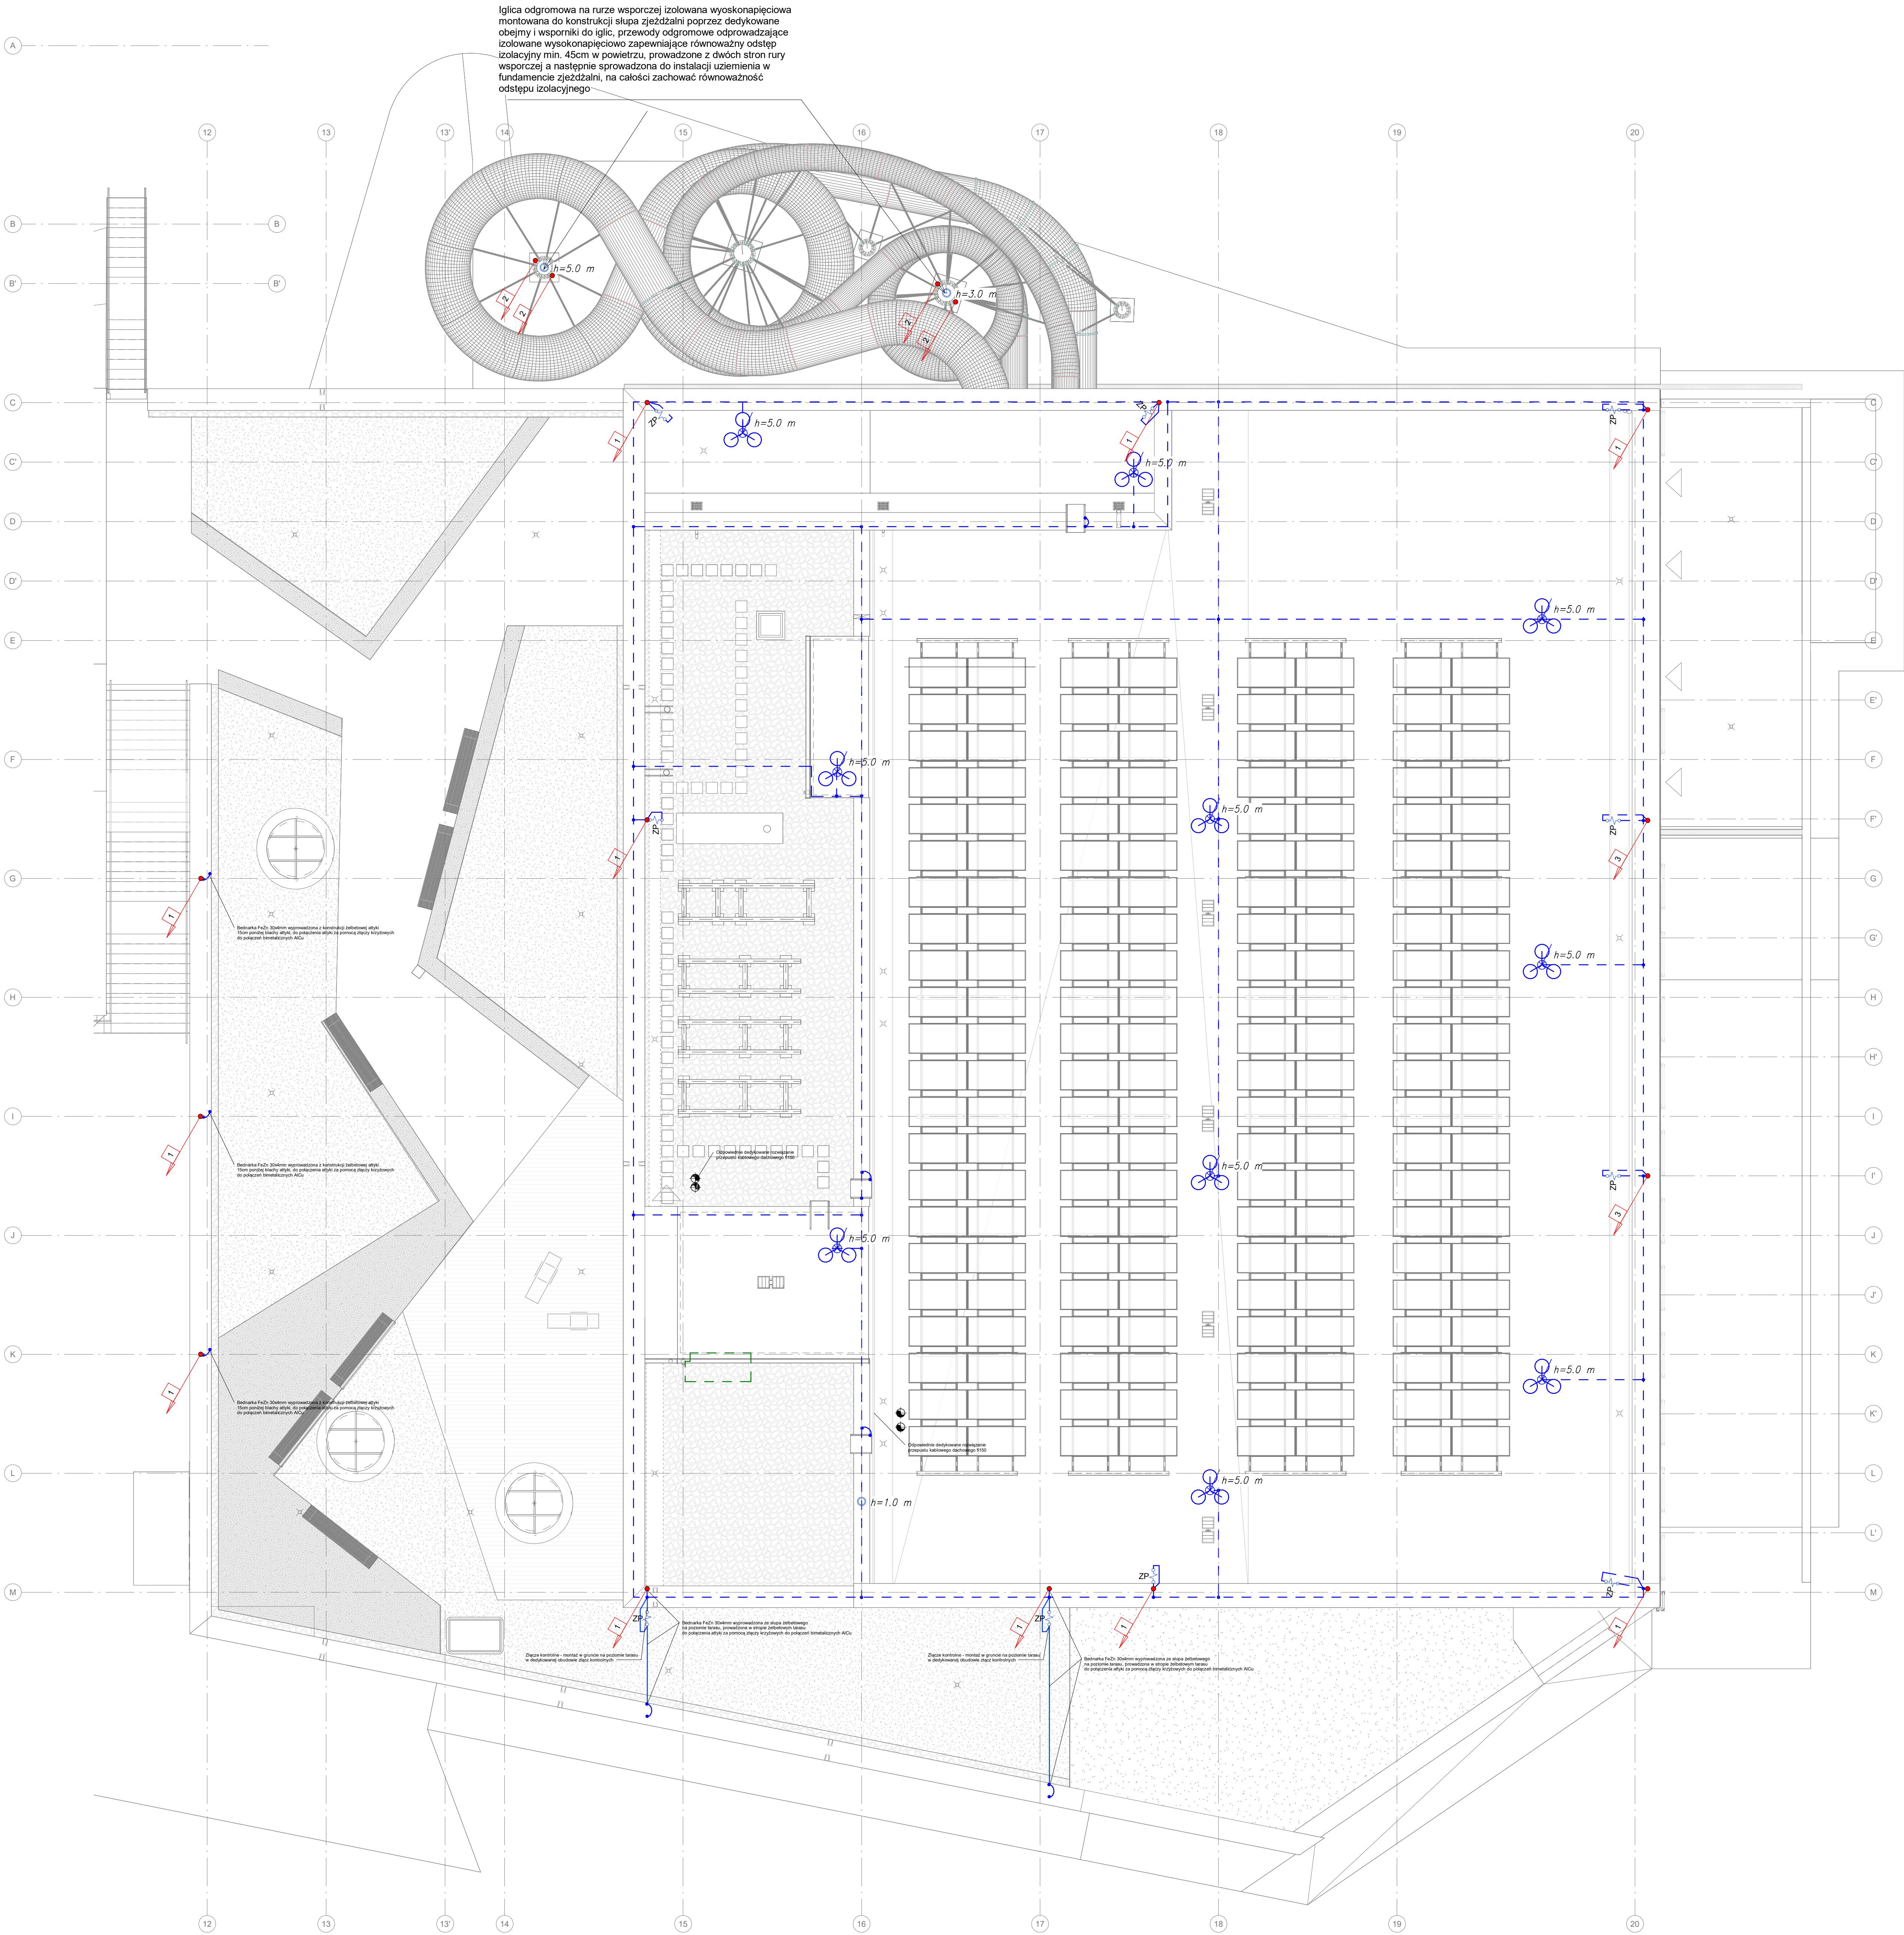 
 
 
 
 
 
 
 
 





Legenda - instalacja odgromowa	
	Dzielnice podziemi - instalacja odgromowa
	Stacja pomiarowa (zabudowa wysoka) - instalacja odgromowa
	Stacja pomiarowa (zabudowa wysoka) - instalacja odgromowa
Uwagi

- Instalacja odgromowa na powierzchni dachu wykonana jest z materiałów, które nie są podatne na działanie ognia i nie wywołują zagrożenia dla bezpieczeństwa ludzi i mienia.
- Wszystkie elementy instalacji odgromowej muszą być wykonane z materiałów, które nie są podatne na działanie ognia i nie wywołują zagrożenia dla bezpieczeństwa ludzi i mienia.
- Wszystkie elementy instalacji odgromowej muszą być wykonane z materiałów, które nie są podatne na działanie ognia i nie wywołują zagrożenia dla bezpieczeństwa ludzi i mienia.
- Wszystkie elementy instalacji odgromowej muszą być wykonane z materiałów, które nie są podatne na działanie ognia i nie wywołują zagrożenia dla bezpieczeństwa ludzi i mienia.

Detal prowadzenia instalacji odgromowej nad korytami kablowymi na dachu

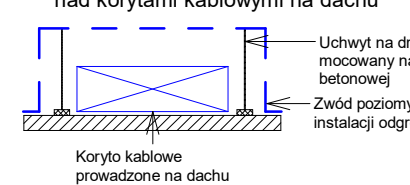

Detal posadowienia instalacji fotowoltaicznej

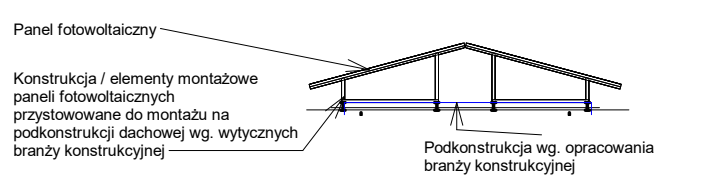

Nr	Data	Opis
1	2024-09-04	Wersja wstępna
2	2024-09-04	Wersja wstępna
3	2024-09-04	Wersja wstępna
4	2024-09-04	Wersja wstępna
5	2024-09-04	Wersja wstępna

-245-PW-ELE-EA-RZU-DA-0012-A11

NUMER PROJEKTU FAZA PROJEKTU BRANŻA OBIEKT RZUTY/PLAN POZIOM NUMER RYSUNKU NUMER REWIZJI

NAMIA OBEKTU BUDOWLANEGO
KOMPLEKS SPORTOWY W PIEKARACH ŚLĄSKICH, BUDOWA BASENU ZE SPA I STREFA FITNESS, HALI SPORTOWEJ ZE STRZELNICA SPORTOWĄ I GARAZEM PODZIEMNYM, WRAZ Z ZAGOSPODAROWANIEM TERENU ORAZ NIEZBEDNĄ INFRASTRUKTURĄ TECHNICZNĄ PODZIEMNĄ I NADZIEMNĄ

PROJEKT WYKONAWCZY
LOKALIZACJA OBEKTU BUDOWLANEGO
PIEKARY ŚLĄSKIE
UL. SOLIDARNOSCI

INWESTOR
Gmina Piekary Śląskie
ul. Bytomska 84, 41-940
Piekary Śląskie

GENERALNY PROJEKTANT
jsk architektci | pszczulny & rutz

JSK Architekti Sp. z o.o.
ul. Żwirki i Wigury 18
02-092, Warszawa
tel.: 0048 22 660 30 00
e-mail: jsk@jskarchitekti.pl

PROJEKTANT BRANDOWY
bd group

BD Group Sp. z o.o. Sp. k.
ul. Przegląd 66/11
53-430, Wrocław
e-mail: bd@bd-group.pl

PROJEKTANT
Wojciech Kompala

PROJEKTANT SPRAWDZAJĄCY
Mateusz Biernacki

RYSOWAŁ
Piotr Godyń

BRANŻA
Instalacje elektryczne

SKALA
1:100

DATA
04/09/2026

TYTUŁ RYSUNKU
INSTALACJA ODGROMOWA - RZUT DACHU - ETAP A

-245-PW-ELE-EA-RZU-DA-0012-A11

NUMER PROJEKTU FAZA PROJEKTU BRANŻA OBIEKT RZUTY/PLAN POZIOM NUMER RYSUNKU NUMER REWIZJI