

Legenda - instalacja uziemienia

	Uziom fundamentowy - bednarka FeZn 30x4mm
	Wypust bednarki Fe/Zn Bednarka podłączona do stalowej konstrukcji śmietnika
	Połączenia spawane/skręcane instalacji uziemienia ---

Uwagi

1. Uziom wykonać jako fundamentowy za pomocą bednarki FeZn 30x4mm2 w warstwie chudego betonu.
2. Bednarka powinna być otulona z każdej strony 5cm ciągłą warstwą betonu.
3. Wszystkie części przewodzące dostępne i obce należy połączyć z systemem połączeń wyrównawczych za pomocą przewodów typu H07Z1-K 6mm2.
4. Wszystkie połączenia instalacji uziemienia wykonane bezpośrednio w ziemi lub zalewane betonem wykonać jako spawane lub skręcane. Miejsca spawów zabezpieczyć przed korozją.
5. Po wykonaniu robót przeprowadzić pomiary sprawdzające i sporządzić protokół.

Nr.	Data	Zmiany
A3	20.12.2024	Pierwsze wydanie
A10	14.05.2026	Aktualizacja projektu

245-PW-ELE-EA-RZU-ZZ-0021-A10

NUMER PROJEKTU	FAZA PROJEKTU	BRANŻA	OBJEKT	RODZAJ RYSUNKU	POZIOM	NUMER RYSUNKU	NUMER REWIZJI
----------------	---------------	--------	--------	----------------	--------	---------------	---------------

NAZWA OBIEKTU BUDOWLANEGO

KOMPLEKS SPORTOWY W PIEKARACH ŚLĄSKICH, BUDOWA BASENU ZE SPA I STREFĄ FITNESS, HALI SPORTOWEJ ZE STRZELNICĄ SPORTOWĄ I GARAŻEM PODZIEMNYM, WRAZ Z ZAGOSPODAROWANIEM TERENU ORAZ NIEZBĘDNĄ INFRASTRUKTURĄ TECHNICZNĄ PODZIEMNĄ I NAZIEMNĄ

FAZA PROJEKTU

Projekt Wykonawczy

LOKALIZACJA OBIEKTU BUDOWLANEGO

PIEKARY ŚLĄSKIE
UL. SOLIDARNOŚCI

INWESTOR

Gmina Piekary Śląskie
ul. Bytomska 84, 41-940
Piekary Śląskie



GENERALNY PROJEKTANT



jsk architekci | pszezulny & rutz

JSK Architekci Sp. z o.o.
ul. Żwirki i Wigury 18
02-092, Warszawa
tel.: 0048 22 660 30 00
e-mail: jsk@jskarchitekci.pl

PROJEKTANT BRANŻOWY



BD Group Sp. z o.o. Sp. k.
ul. Przyjaźni 66/LU1
53-030, Wrocław
e-mail: biuro@bd-group.pl

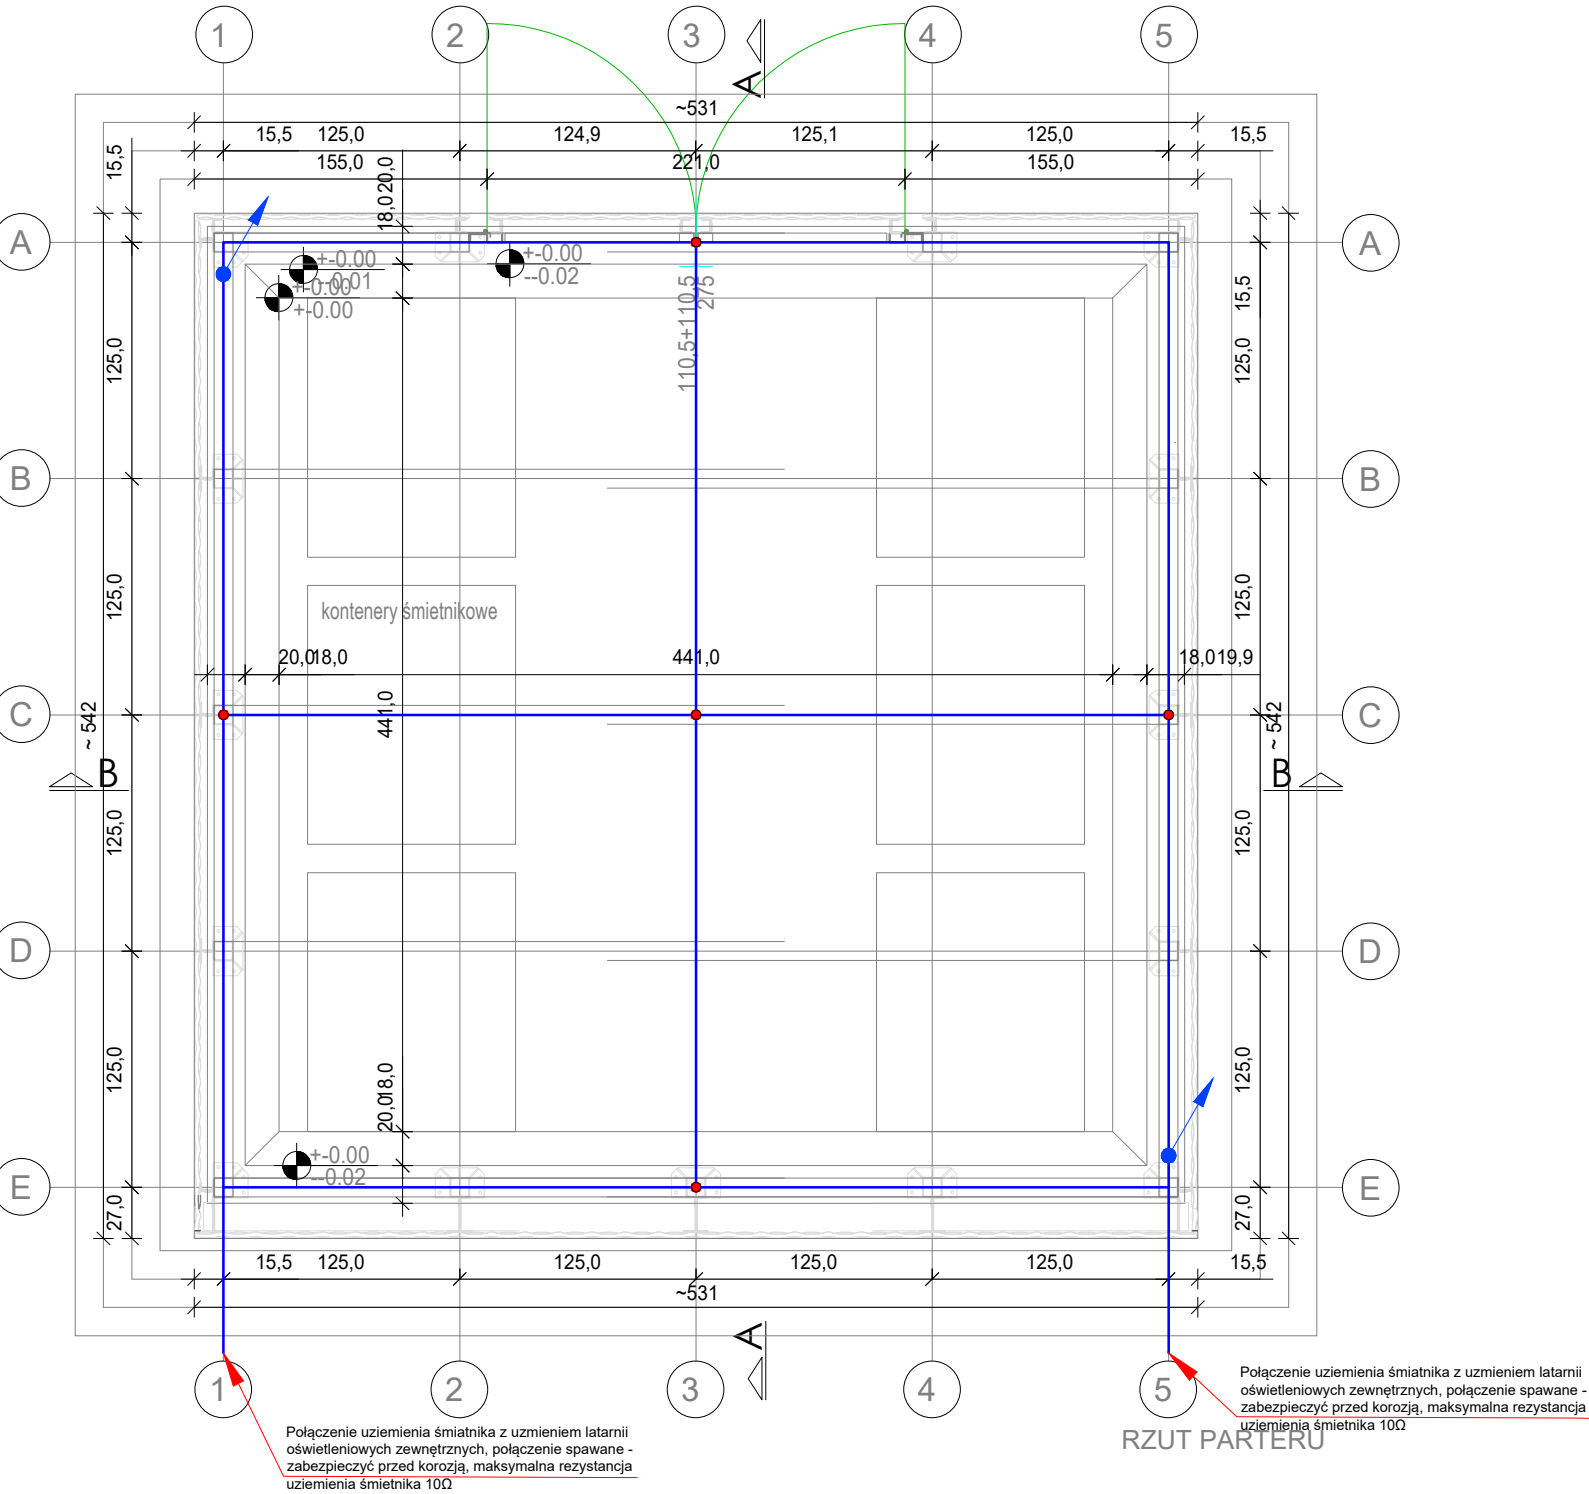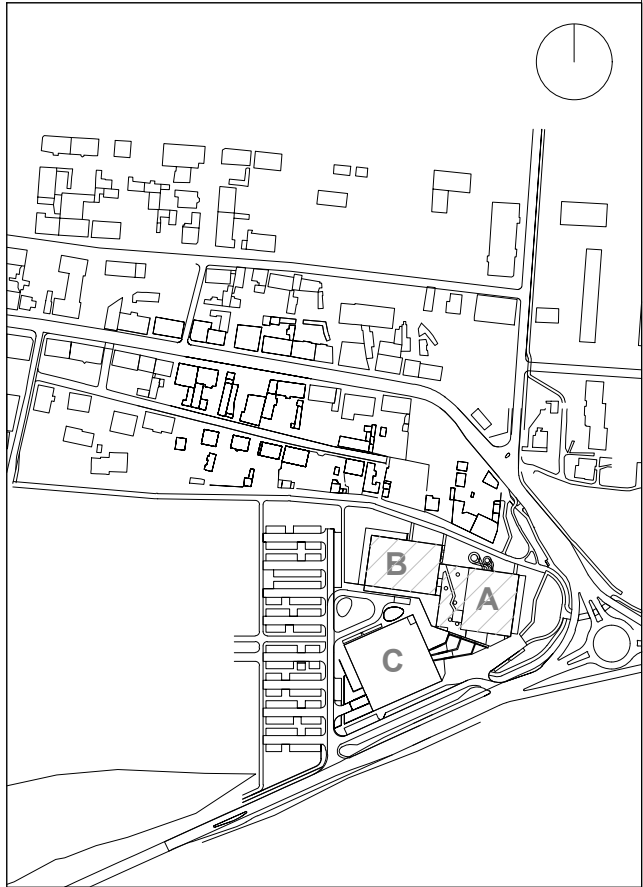

PROJEKTANT Wojciech Kompała	NR UPRAWNIEN 353/DOŚ/10	PODPIS
PROJEKTANT SPRAWDZAJĄCY Mateusz Biernacki	NR UPRAWNIEN OPL/2079/PWBE/22	PODPIS

RYSOWAŁ

Piotr Godyń

BRANŻA

Instalacje elektryczne

SKALA

1:100

DATA

14.04.2026

ROZMIAR ARKUSZA

TYTUŁ RYSUNKU

BUDYNEK ŚMIETNIKA - INSTALACJA UZIEMIENIA

245-PW-ELE-EA-RZU-ZZ-0021-A10

NUMER PROJEKTU	FAZA PROJEKTU	BRANŻA	OBJEKT	RODZAJ RYSUNKU	POZIOM	NUMER RYSUNKU	NUMER REWIZJI
----------------	---------------	--------	--------	----------------	--------	---------------	---------------