


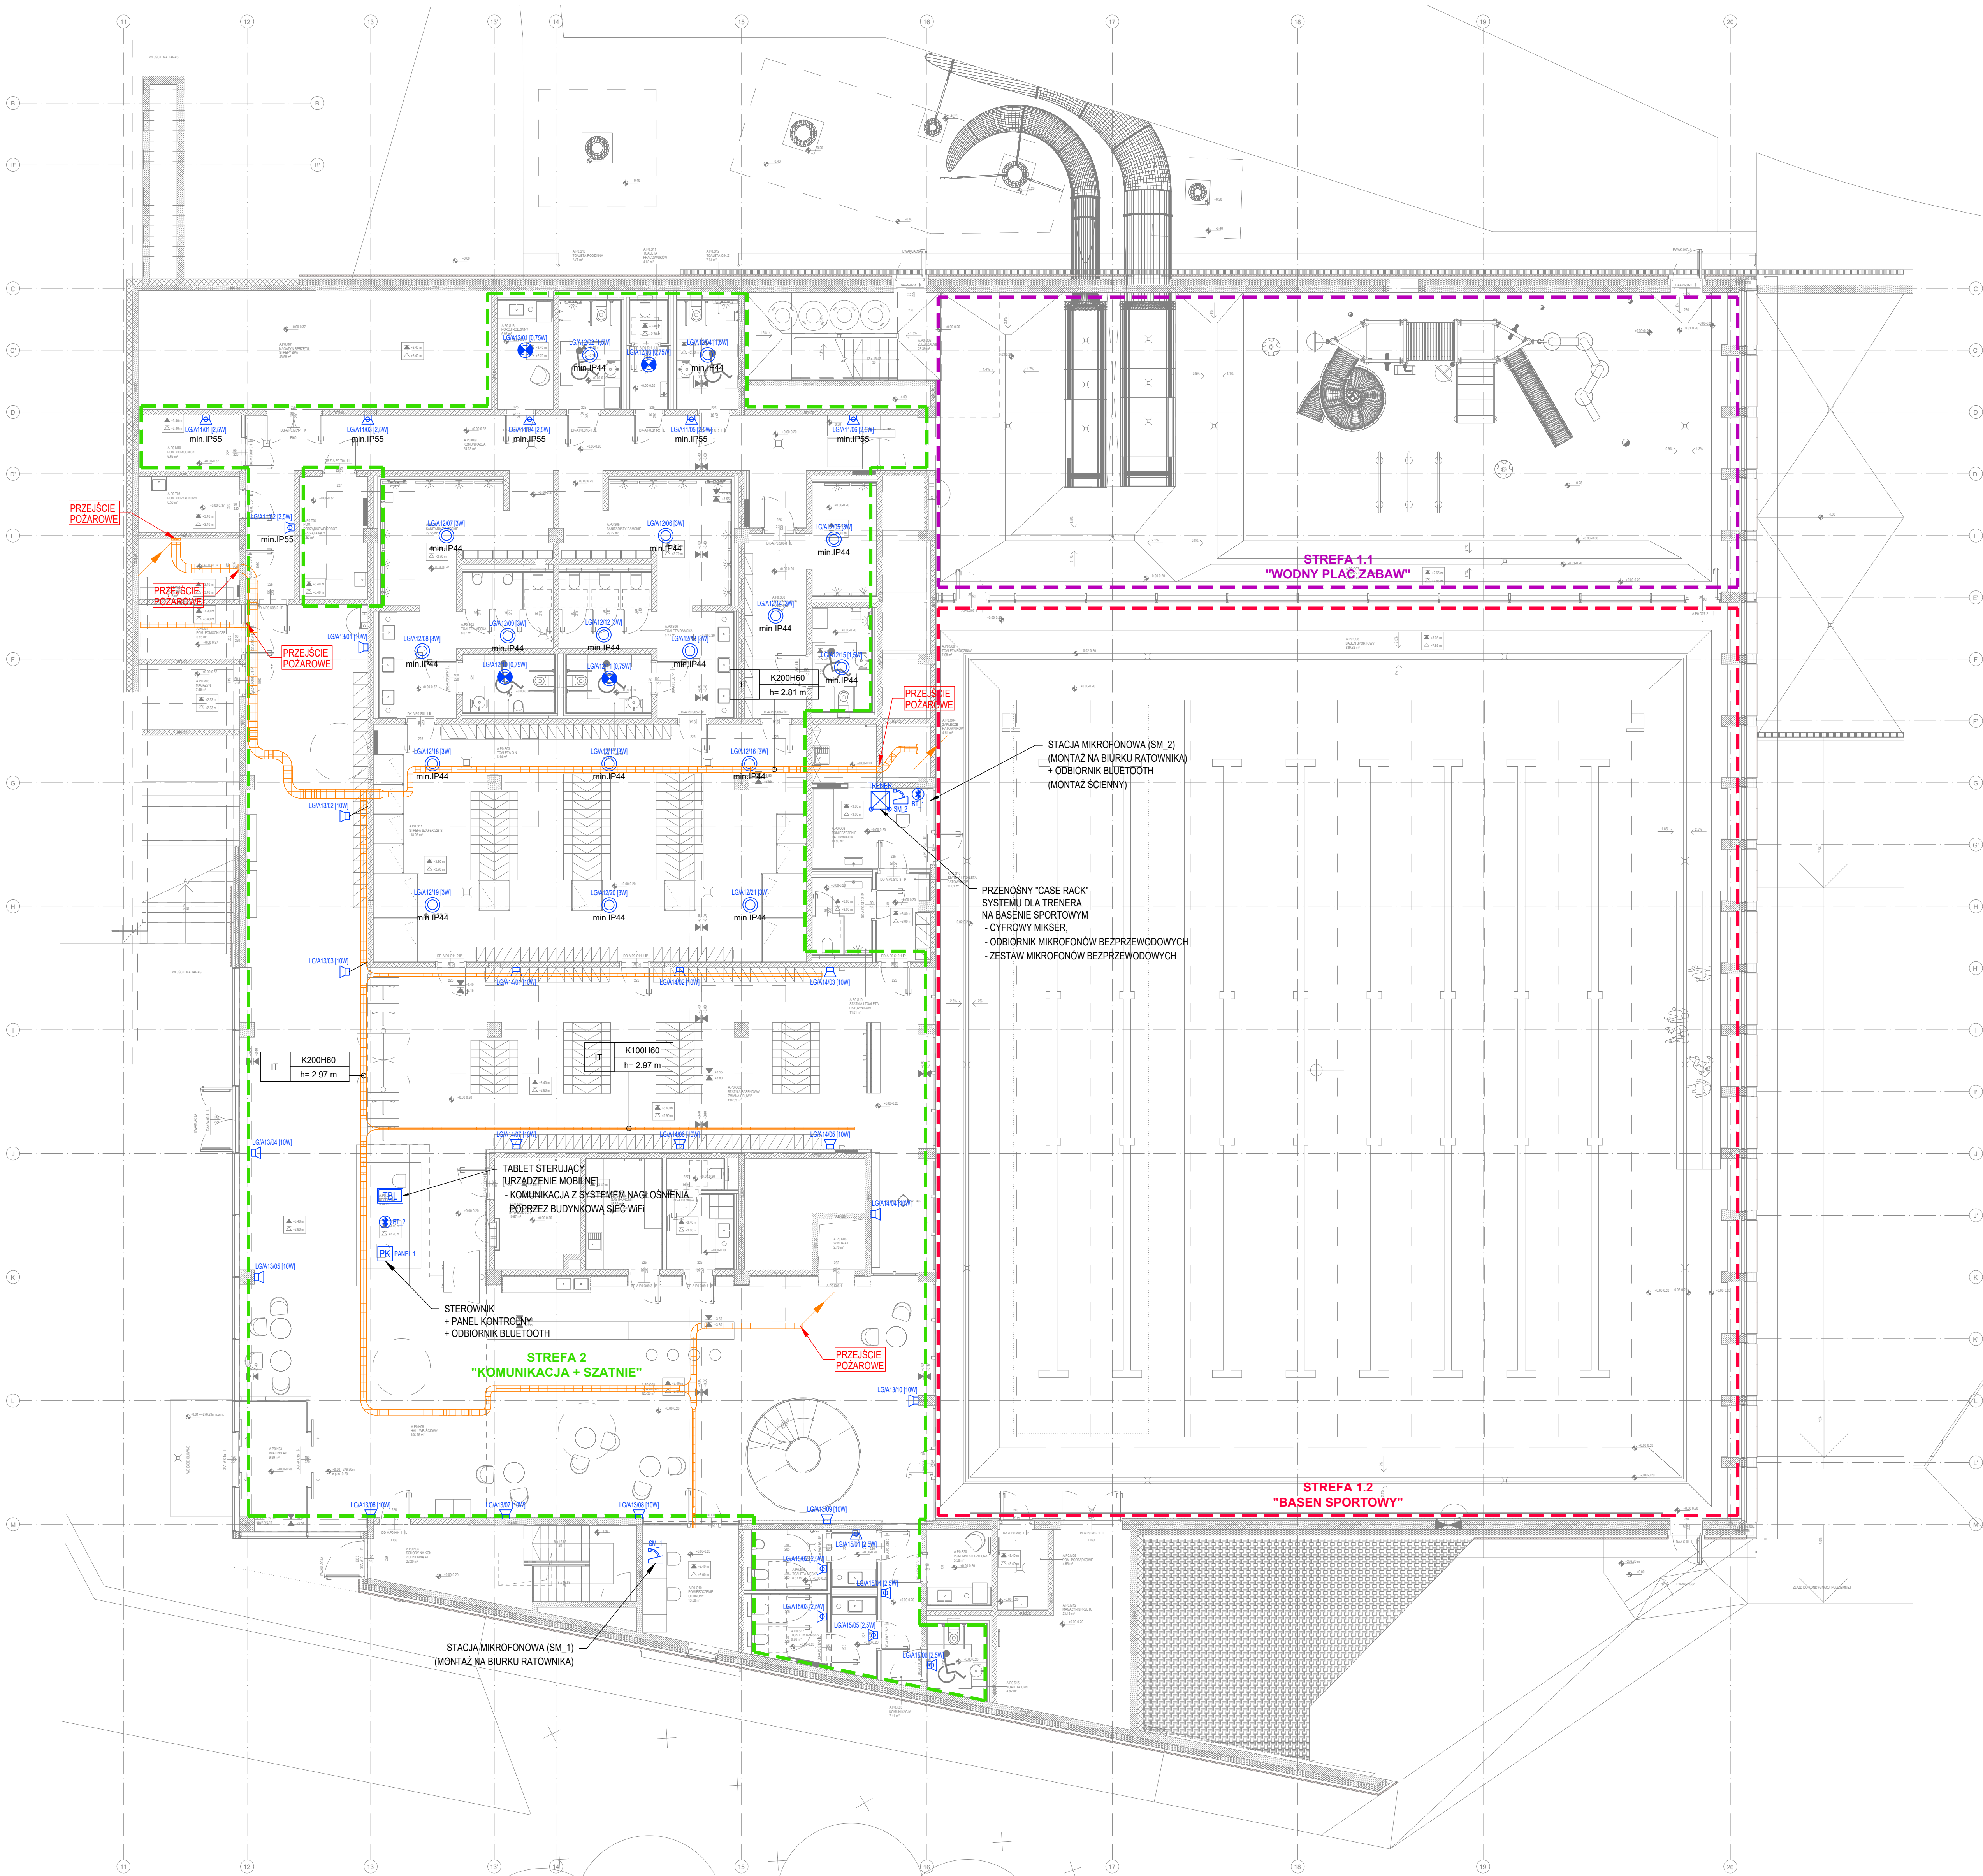

LEGENDA NAGŁOŚNIENIA:

	ZESTAW GŁOŚNIKOWY ŚCIENNY (TYP A)
	ZESTAW GŁOŚNIKOWY ŚCIENNY (TYP B)
	GŁOŚNIK SUFITOWY (TYP C)
	GŁOŚNIK SUFITOWY (TYP D)
	ZESTAW GŁOŚNIKOWY ŚCIENNY (TYP E)
	BEZPRZEWODOWY ODBIÓRNIK BLUETOOTH
	STACJA MIKROFONOWA (STREFOWA)
	STACJA MIKROFONOWA Z WYBÓREM STREF
	PANEL PANEL KONTROLNY MATRYCY AUDIO
	TABLET STERUJĄCY (URZĄDZENIE MOBILNE - KOMUNIKACJA Z SYSTEMEM POPRZECZ SIĘĆ WIFI)
	SZAFKA GŁÓWNA SYSTEMU NAGŁOŚNIENIA (DSR1) MONTAŻ W POMIESZCZENIU SERWEROWNI (POZIOM - 1) [SZAFKA RACK 19" 42U 800x1000]
	PRZENOSNY "CASE RACK" SYSTEMU DLA TRENERA NA BASENIE SPORTOWYM
	TRASY KABLOWE DLA INSTALACJI ELEKTRYCZNYCH NISKOPRĄDOWYCH (WG OPRACOWANIA BRANŻY ELEKTRYCZNEJ SILNOPRĄDOWEJ)

UWAGI
PARAMETRY TECHNICZNE URZĄDZEŃ WG OPISU TECHNICZNEGO BRANŻY ELEKTRYCZNEJ - NISKOPRĄDOWEJ [245-PW-TEL+5BA-EA-ZTE-ZZ-0001]
ZASTOSOWANE SYMBOLE GRAFICZNE URZĄDZEŃ SĄ PRZYKŁADOWE I NIE WSKAZUJĄ NA KONKRETNYCH PRODUCENTÓW.

OPIS KORYT I DRABIN KABLOWYCH

szerokość koryta/drabiny
K- koryto/D- drabina
wysokość koryta/drabiny
K200H60
DK=...
wysokość prowadzenia koryta/drabiny (spód koryta)

UWAGA:
NA RYSUNKU ZAZNACZONO WYŁĄCZNIE PRZEBIEG TRAS KABLOWYCH NA POTRZEBY INSTALACJI ELEKTRYCZNYCH - NISKOPRĄDOWYCH. SZCZEGÓŁOWY PROJEKT KORYT KABLOWYCH / DRABIN KABLOWYCH UJĘTO W DOKUMENTACJI BRANŻY ELEKTRYCZNEJ - SILNOPRĄDOWEJ.

Nr	Data	Opis	Zmiany
A1	2024.05.04	PRZEBIEG TRAS KABLOWYCH	
A2	11.08.2024	DOSTAWY I WYKONANIE	
A3	01.10.2024	DOSTAWY I WYKONANIE	
A4	11.12.2024	DOSTAWY I WYKONANIE	
A5	11.08.2024	DOSTAWY I WYKONANIE	
A6	11.08.2024	DOSTAWY I WYKONANIE	

245-PW-TEL-EA-RZU-00-0004-A6

NUMER PROJEKTU	FAZA PROJEKTU	BRANŻA	OBJEKT	RODZAJ RYSUNKU	POZIOM	NUMER RYSUNKU	NUMER REWIZJI
----------------	---------------	--------	--------	----------------	--------	---------------	---------------

NAZWA OBIEKTU BUDOWLANEGO
KOMPLEKS SPORTOWY W PIKARACH ŚLĄSKICH, BUDOWA BASENU ZE SPA I STREFA FITNESS, HALI SPORTOWEJ ZE STREŻENIĄ SPORTOWĄ I GARAZEM PODZIEMNYM, WRAZ Z ZAOPŁATOWANIEM TERENU ORAZ NIEZBĘDNA INFRASTRUKTURA TECHNICZNA PODZIEMNA I NAZIEMNA

FAZA PROJEKTU
Projekt Wykonawczy

LOKALIZACJA OBIEKTU BUDOWLANEGO
PIKARY ŚLĄSKIE
UL. SOLIDARNOSCI

INWESTOR
Gmina Piekary Śląskie
ul. Bytomska 84, 41-940 Piekary Śląskie

GENERALNY PROJEKTANT
jsk architekt | pszeszela & ietiz
jsk Architekt Sp. z o.o.
ul. Żelazna 18
02-082, Warszawa
tel.: 0043 22 660 30 00
e-mail: jsk@jskarchitekt.pl

PROJEKTANT BRANDOWY
bd group
BD Group Sp. z o.o. Sp. k.
ul. Przejazd 66/111
53-030, Wrocław
e-mail: biuro@bd-group.pl

PROJEKTANT
Wojciech Kompala
PROJEKTANT SPRZĄDZAJĄCY
Mateusz Biernacki
RYSOWAŁ
Przemysław Grygiel

NR LPRZAWNIEN
353/005/19
NR LPRZAWNIEN
OPL/2079/PWBE/22

PODPIS
Kompala
PODPIS
Biernacki

BRANŻA
Instalacje teletechniczne
SKALA
1:100
DATA
15.05.2026
ROZMIAR ARKUSZA
841 x 914

TYTUŁ RYSUNKU
System nagłośnienia - parter

245-PW-TEL-EA-RZU-00-0004-A6

NUMER PROJEKTU	FAZA PROJEKTU	BRANŻA	OBJEKT	RODZAJ RYSUNKU	POZIOM	NUMER RYSUNKU	NUMER REWIZJI
----------------	---------------	--------	--------	----------------	--------	---------------	---------------