


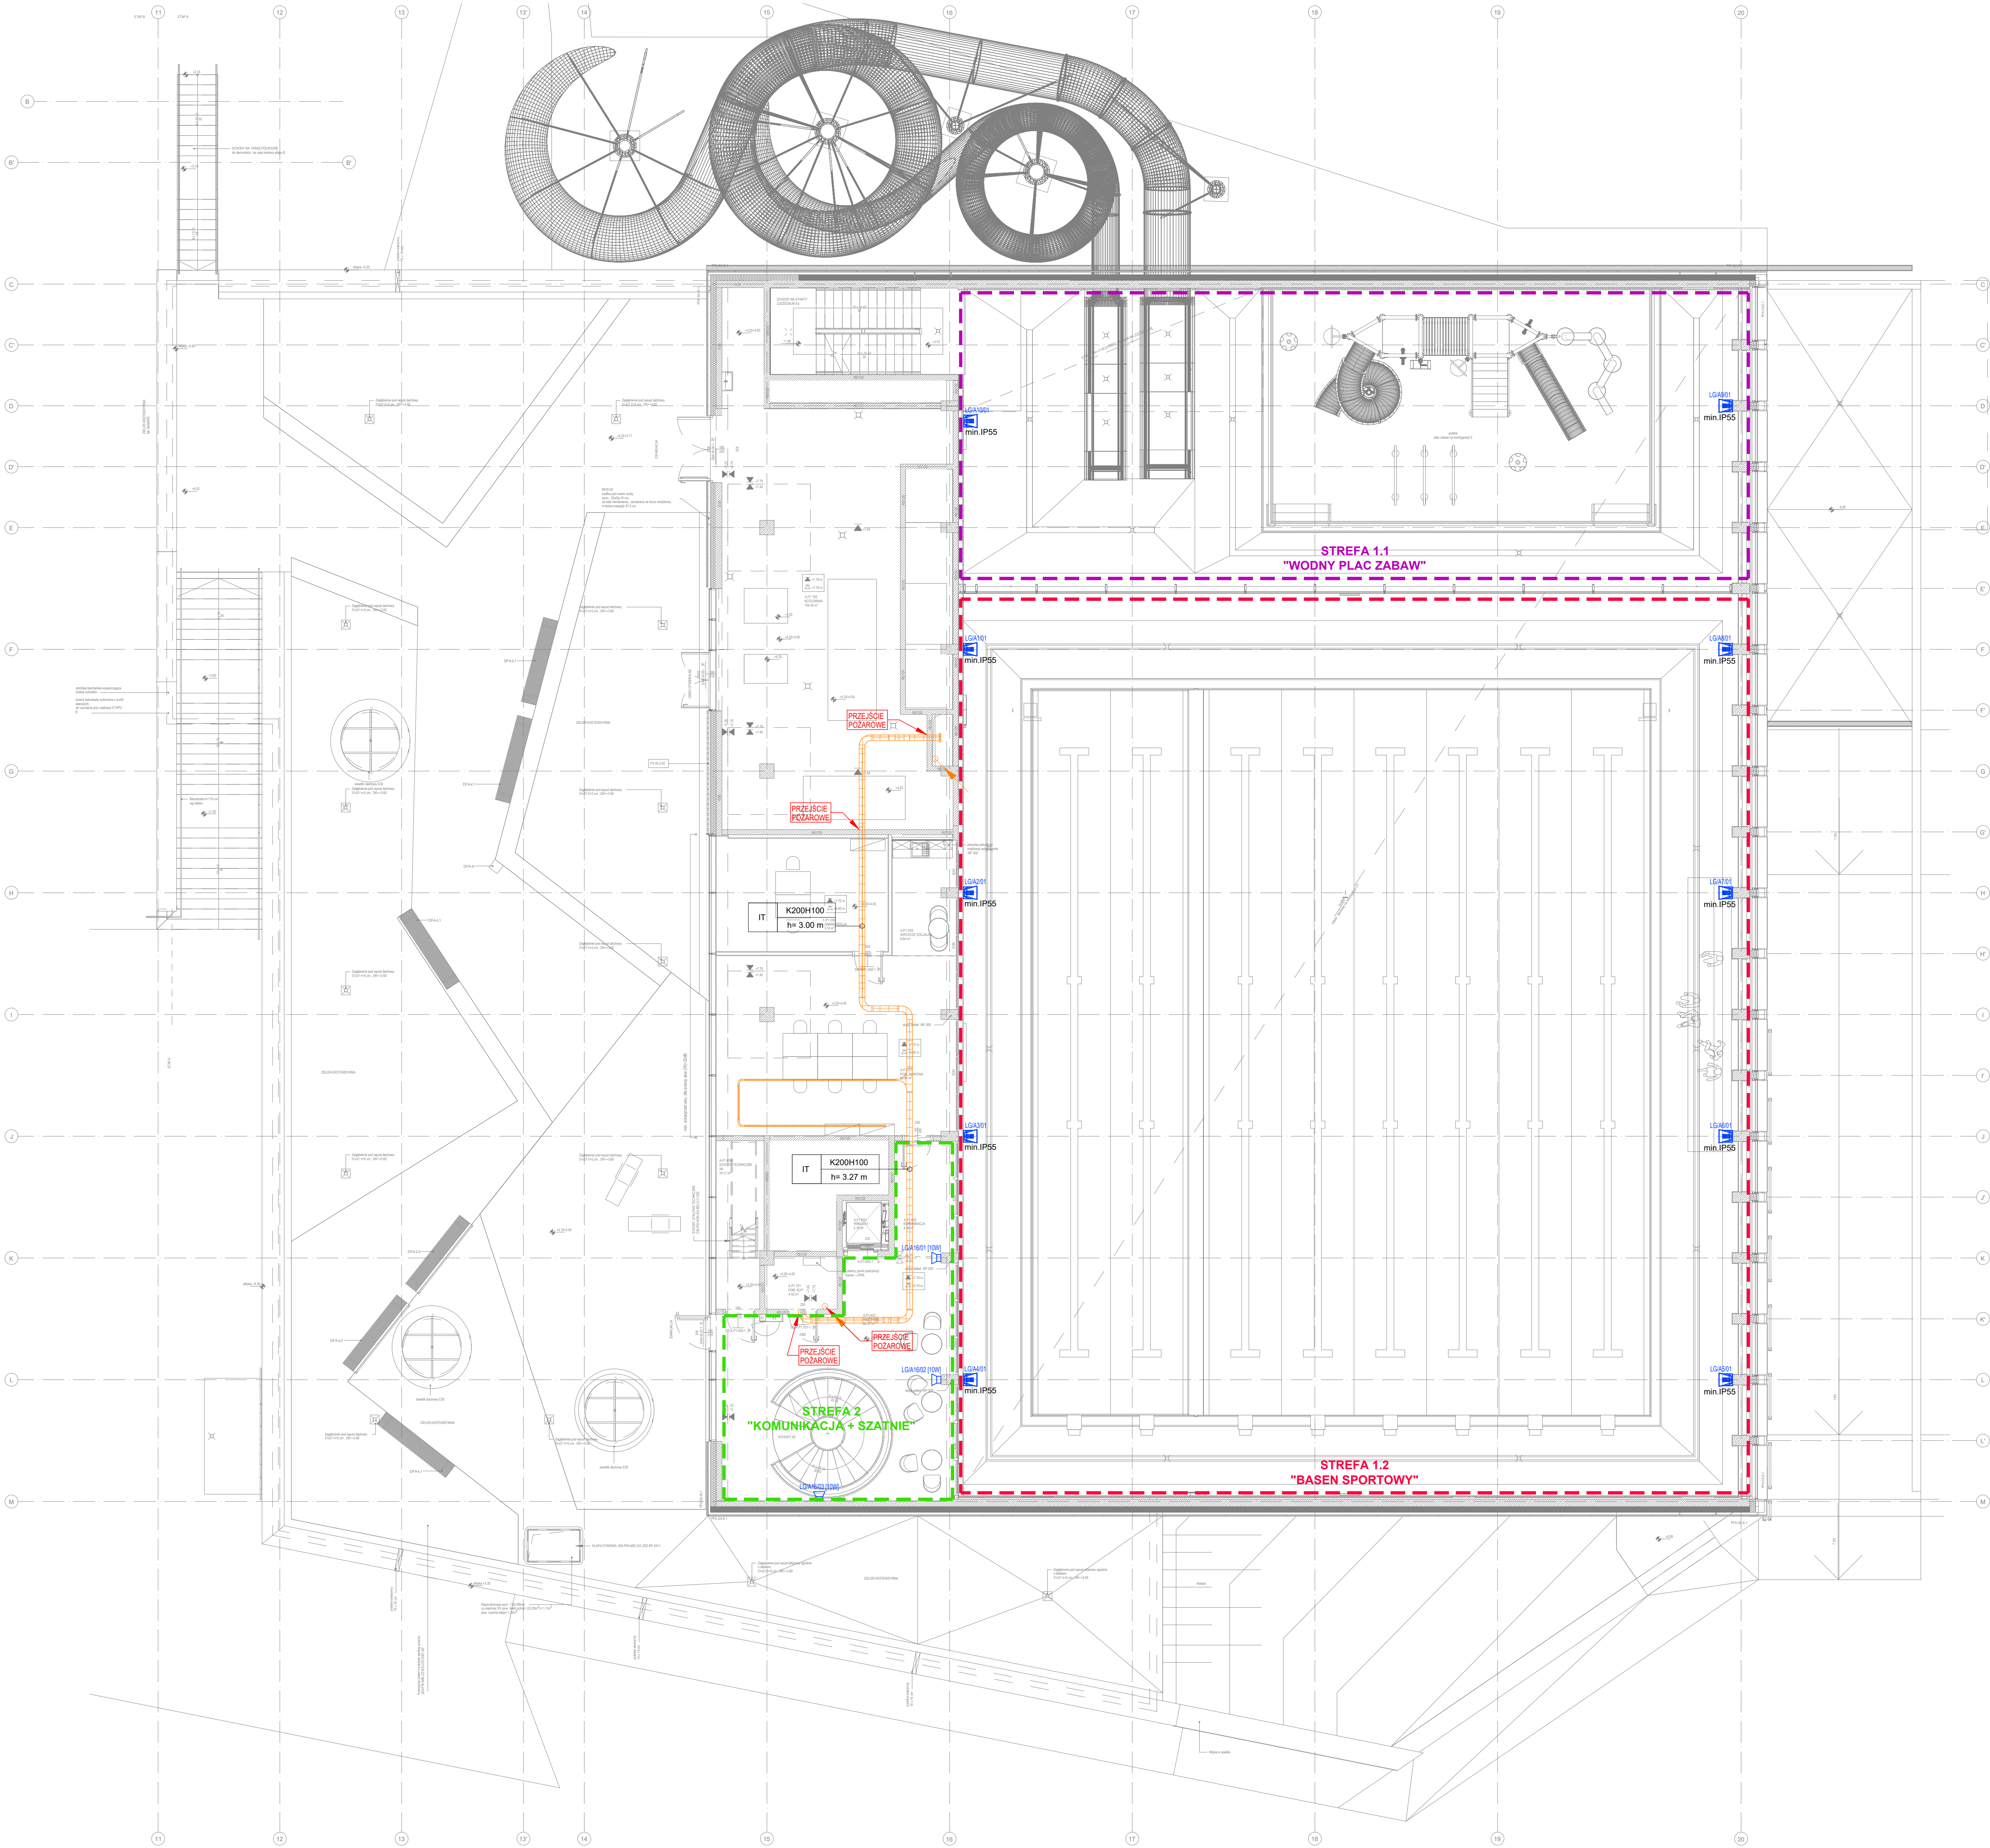


LEGENDA NAGŁOŚNIENIA:

	ZESTAW GŁOŚNIKOWY ŚCIENNY (TYP A)
	ZESTAW GŁOŚNIKOWY ŚCIENNY (TYP B)
	GŁOŚNIK SUFITOWY (TYP C)
	GŁOŚNIK SUFITOWY (TYP D)
	ZESTAW GŁOŚNIKOWY ŚCIENNY (TYP E)
	BEZPRZEWODOWY ODBIORNIK BLUETOOTH
	STACJA MIKROFONOWA (STREFOWA)
	STACJA MIKROFONOWA Z WYBOREM STREF
	PANEL PANEL KONTROLNY MATRYCY AUDIO
	TABLET STERUJĄCY (URZĄDZENIE MOBILNE - KOMUNIKACJA Z SYSTEMEM POPRZECZ SIĘĆ WIFI)
	SZAFKA GŁÓWNA SYSTEMU NAGŁOŚNIENIA (DSR1) MONTAŻ W POMIESZCZENIU SERWEROWNI (POZIOM - 1) [SZAFKA RACK 19" 42U 800x1000]
	PRZENOSNY "CASE RACK" SYSTEMU DLA TRENERA NA BASENIE SPORTOWYM
	TRASY KABLOWE DLA INSTALACJI ELEKTRYCZNYCH NISKOPRĄDOWYCH (WG OPRACOWANIA BRANŻY ELEKTRYCZNEJ SILNOPRĄDOWEJ)

UWAGI
PARAMETRY TECHNICZNE URZĄDZEŃ WG OPISU TECHNICZNEGO BRANŻY ELEKTRYCZNEJ - NISKOPRĄDOWEJ [245-PW-TEL+5BA-EA-ZTE-ZZ-0001]

ZASTOSOWANE SYMBOLE GRAFICZNE URZĄDZEŃ SĄ PRZYKŁADOWE I NIE WSKAZUJĄ NA KONKRETNYCH PRODUCENTÓW.

OPIS KORYT I DRABIN KABLOWYCH

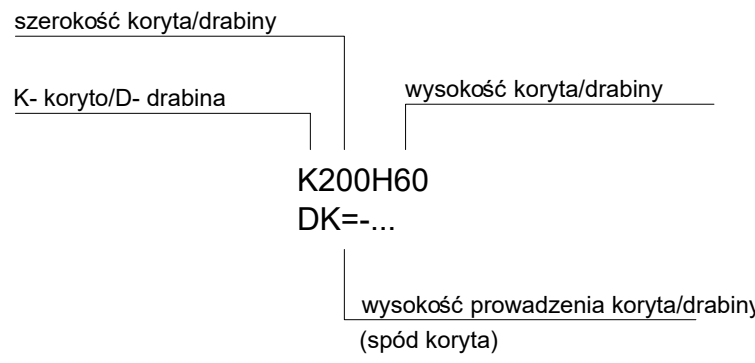

UWAGA:
NA RYSUNKU ZAZNACZONO WYŁĄCZNIE PRZEBIEG TRAS KABLOWYCH NA POTRZEBY INSTALACJI ELEKTRYCZNYCH - NISKOPRĄDOWYCH. SZCZEGÓŁOWY PROJEKT KORYT KABLOWYCH / DRABIN KABLOWYCH UJĘTO W DOKUMENTACJI BRANŻY ELEKTRYCZNEJ - SILNOPRĄDOWEJ.

Nr	Data	Zmiany
A6	20.05.2024	PERIODE WYKONANIA
A1	11.09.2024	DOSTĘPNOŚĆ DO UŻYTKU WYTYCZNYCH INWESTORA
A2	01.11.2024	DOSTĘPNOŚĆ DO UŻYTKU WYTYCZNYCH INWESTORA
A3	17.12.2024	DOSTĘPNOŚĆ DO UŻYTKU WYTYCZNYCH INWESTORA
A4	14.03.2025	DOSTĘPNOŚĆ DO UŻYTKU WYTYCZNYCH INWESTORA
A5	10.09.2025	WYTYCZNA OPRACOWANA W LEŻENIU

245-PW-TEL-EA-RZU-01-0005-A6

NUMER PROJEKTU	FAZA PROJEKTU	BRANŻA	OBJEKT	RODZAJ RYSUNKU	POZIOM	NUMER RYSUNKU	NUMER REWIZJI
----------------	---------------	--------	--------	----------------	--------	---------------	---------------

NAZWA OBIEKTU BUDOWLANEGO
KOMPLEKS SPORTOWY W PIEKARACH ŚLĄSKICH, BUDOWA BASENU ZE SPA I STREFA FITNESS, HALI SPORTOWEJ ZE STREŻENIĄ SPORTOWĄ I GARAZEM PODZIEMNYM, WRAZ Z ZAOPŁATKOWANIEM TERENU ORAZ NIEZBEDNĄ INFRASTRUKTURĄ TECHNICZNĄ PODZIEMNĄ I NAZIEMNĄ

FAZA PROJEKTU
Projekt Wykonawczy

INWESTOR
Gmina Piekary Śląskie
ul. Bytomska 84, 41-940
Piekary Śląskie

GENERALNY PROJEKTANT
jsk architekti | pszeszela & ietiz
JSK Architekti Sp. z o.o.
ul. Żelazki Węgry 18
02-092, Warszawa
tel.: 0048 22 660 30 00
e-mail: jsk@jskarchitekti.pl

PROJEKTANT BRANDOWY
bd group
BD Group Sp. z o.o. Sp. k.
ul. Przejazd 66/11
53-030, Wrocław
e-mail: biuro@bd-group.pl

PROJEKTANT
Wojciech Kompala
PROJEKTANT SPRZAWOZAJĄCY
Mateusz Biernacki
RYSOWAŁ
Przemysław Grygiel

WZ. UPRZAWNIEN
553/005/10
NR UPRZAWNIEN
OPL/2079/PWBE/22
PODPIS
Wojciech Kompala
PODPIS
Mateusz Biernacki

BRANŻA
Instalacje teletechniczne
SKALA
1:100
DATA
15.05.2026
ROZMIAR ARKUSZA
841 x 914

TYTUŁ RYSUNKU
System nagłośnienia - 1. piętro

245-PW-TEL-EA-RZU-01-0005-A6

NUMER PROJEKTU	FAZA PROJEKTU	BRANŻA	OBJEKT	RODZAJ RYSUNKU	POZIOM	NUMER RYSUNKU	NUMER REWIZJI
----------------	---------------	--------	--------	----------------	--------	---------------	---------------