

LEGENDA LAN:

	PUNKT ABONENCKI x y RUS KAT. 6A (EKRANOWANY) (ILOŚĆ PUNKTÓW ABONENCKICH WG ADRESACJI)
	PUNKT ABONENCKI 2x Rus Kat. 6A (EKRANOWANY) OKABLOWANIE STRUKTURALNE DLA SIECI WFI
	PUNKT ABONENCKI 1x Rus Kat. 6A (EKRANOWANY) OKABLOWANIE STRUKTURALNE DLA SSWIN
	PUNKT ABONENCKI 1x Rus Kat. 6A (EKRANOWANY) OKABLOWANIE STRUKTURALNE DLA KONTROLI DOSTĘPU
	PUNKT ABONENCKI 1x Rus Kat. 6A (EKRANOWANY) OKABLOWANIE STRUKTURALNE DLA SYSTEMU SSP
	PUNKT ABONENCKI 1x Rus Kat. 6A (EKRANOWANY) OKABLOWANIE STRUKTURALNE DLA KAMER
	KASETA PODŁOGOWA DLA INSTALACJI SILNO- I NISKOPRĄDOWYCH (WYPOSAŻENIE ELEKTRYCZNE WG OPRACZOWNIA BRANŻY SILNOPRĄDOWEJ)
	GŁÓWNY PUNKT DYSTRYBUCYJNY SIECI OKABLOWANIA STRUKTURALNEGO LAN (SZAFY RACK 42U 800x1000)
	LOKALNY PUNKT DYSTRYBUCYJNY SIECI OKABLOWANIA STRUKTURALNEGO LAN (SZAFY RACK 42U 600x600)
	SZAFY RACK PUNKTU STYKU WEWNĘTRZNEJ INSTALACJI TELEKOMUNIKACYJNEJ Z SIECIĄ PUBLICZNĄ (SZAFY RACK 18U 600x600)
	GŁÓWNY PUNKT DYSTRYBUCYJNY SIECI OKABLOWANIA STRUKTURALNEGO DLA INSTALACJI BEZPIECZEŃSTWA (SZAFY RACK 42U 800x1000)
	GŁÓWNA SZAFY SYSTEMU NAŁOŚNIENIA (SZAFY RACK 42U 800x1000)
	GŁÓWNA SZAFY ELEKTRONICZNEGO SYSTEMU OBSŁUGI KLIENTA (ESOK) (SZAFY RACK 42U 800x1000)
	TRASY KABLOWE DLA INSTALACJI ELEKTRYCZNYCH NISKOPRĄDOWYCH (WG OPRACZOWNIA BRANŻY ELEKTRYCZNEJ SILNOPRĄDOWEJ)

UWAGA:
- NA RYSUNKACH PRZYJĘTO NASTĘPUJĄCĄ NOMENKLATURĘ NUMERACJI GNIAZD:


NUMER PD / NUMER PANELU W PD / NUMER PORTU W PANELU

- RYSUNKI Z LOKALIZACJĄ PUNKTÓW ABONENCKICH LAN NALEŻY ROZPATRYWAĆ WSPÓLNIE Z RYSUNKAMI BRANŻY ELEKTRYCZNEJ ORAZ PROJEKTEM ARCHITECTURY WNETRZ.

OBJAŚNIENIA GNIAZD ABONENCKICH LAN:

[DRUKARZ] - DRUKARZ I URZĄDZENIE WIELOFUNKCYJNE,
[WFI] - STEROWNIK CIEPŁOŚCI,
[KID] - KONTROLER KONTROLI DOSTĘPU,
[KID OPERATOR] - STANOWISKO OPERATORSKIE KONTROLI DOSTĘPU,
[ICCTV] - KAMERA SYSTEMU MONITORINGU,
[ICCTV OPERATOR] - STANOWISKO OPERATORSKIE MONITORINGU WIZYJNEGO,
[TABLICA] - TABLICA WYNIKÓW / TABLICA INFORMACYJNA,
[STER DŃA] - STEROWNIK SYSTEMU RUCHOMEGO DŃA,
[AUTOMAT] - AUTOMAT WENTYLACyjNY,
[SSP] - CENTRALA SYSTEMU SYGNALIZACJI I AUTOMATYKI POŻAROWEJ,
[UTA] - NADAJNIK UTA,
[SSWIN] - CENTRALA I NADAJNIK SYSTEMU SYGNALIZACJI WŁAMANIA I NAPADU,
[WFI] - ACCESS POINT SIECI WFI,
[TECH] - SZAFY TECHNOLOGII BASENOWEJ,
[PFI] - FALOWNIK SYSTEMU FOTOFOTODUKU,
[KOGENERATOR] - SZAFY STERUJĄCE KOGENERATORA,
[BMS] - SZAFY GŁÓWNE SYSTEMU BMS,
[TELEKONFERENCJA] - SZAFY TELEKONFERENCJI,
[OPKI] - GŁÓWNY PUNKT DYSTRYBUCYJNY KAMER SYSTEMU MONITOROWANIA KONSTRUKCJI,
[CB] - CENTRALNA BATERA

OPIS KORYT I DRABIN KABLOWYCH

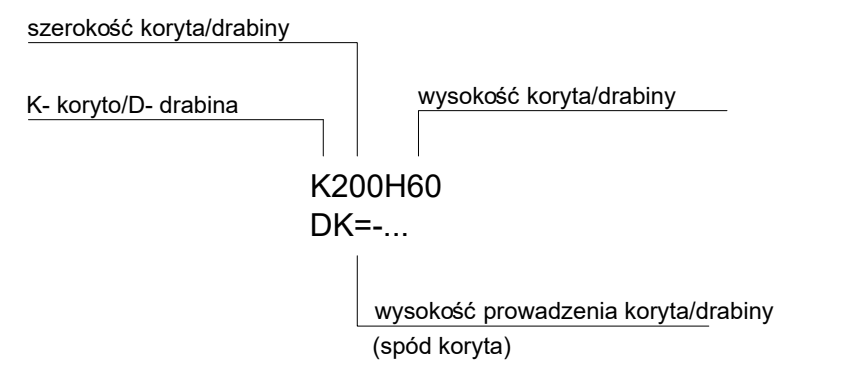

UWAGA:
NA RYSUNKU ZAZNACZONO WYŁĄCZNIE PRZEBIEG TRAS KABLOWYCH NA POTRZEBY INSTALACJI ELEKTRYCZNYCH - NISKOPRĄDOWYCH. SZCZEGÓŁOWY PROJEKT KORYT KABLOWYCH / DRABIN KABLOWYCH UJĘTO W DOKUMENTACJI BRANŻY ELEKTRYCZNEJ - SILNOPRĄDOWEJ.

LEGENDA OKABLOWANIE ESOK:

	WYPUST KABLOWY UUTP kat. 6 (ILOŚĆ PRZEWODÓW WG OPISU) OKABLOWANIE NALEŻY DOPROWADZIĆ DO SZAFY RACK ESOK ZLOKALIZOWANEJ W POMIESZCZENIU SERWEROWNI NA PODZEMIE -1 (CHYBA ŻE ZAZNACZONO INACZELNIE)
	PUNKT ABONENCKI 1x Rus Kat. 6A (EKRANOWANY) DLA SYSTEMU ESOK (ILOŚĆ PRZEWODÓW WG OPISU) OKABLOWANIE NALEŻY DOPROWADZIĆ DO SZAFY RACK ESOK ZLOKALIZOWANEJ W POMIESZCZENIU SERWEROWNI NA PODZEMIE -1

Nr	Dop.	PRZEBIEG WYKON.	Zmiany
A1	20.06.2024	DOSTAWIANIE DO UŻYTKU WYTYCZNYCH INWESTORA	
A2	11.09.2024	DOSTAWIANIE DO UŻYTKU WYTYCZNYCH INWESTORA	
A3	01.10.2024	DOSTAWIANIE DO UŻYTKU WYTYCZNYCH INWESTORA	
A4	17.12.2024	DOSTAWIANIE DO UŻYTKU WYTYCZNYCH INWESTORA	
A5	19.02.2025	DODAWANIE PUNKTÓW ABONENCKICH LAN SYSTEMU MONITOROWANIA KONSTRUKCJI KORYTADZ ADRESACJI PUNKTÓW ABONENCKICH	
A6	10.03.2025	DODAWANIE PUNKTÓW ABONENCKICH LAN SYSTEMU MONITOROWANIA KONSTRUKCJI KORYTADZ ADRESACJI PUNKTÓW ABONENCKICH	

245-PW-TEL-EA-RZU-B1-0006-A6

NUMER PROJEKTU	FAZA PROJEKTU	BRANŻA	OBJEKT	RODZAJ RYSUNKU	POZIOM	NUMER RYSUNKU	NUMER REWIZJI
----------------	---------------	--------	--------	----------------	--------	---------------	---------------

NAZWA OBJEKTU BUDOWLANEGO

KOMPLEKS SPORTOWY W PIEKARACH ŚLĄSKICH, BUDOWA BASENU Z SPĄ I STREFĄ FITNESS, HALI SPORTOWEJ ZE STREŻENIĄ SPORTOWĄ I GARAZEM PODZIEMNYM, WRAZ Z ZAGOSPODAROWANIEM TERENU ORAZ NIEZBEDNĄ INFRASTRUKTURĄ TECHNICZNĄ PODZIEMNĄ I NAZIEMNĄ

FAZA PROJEKTU

Projekt Wykonawczy

LOKALIZACJA OBJEKTU BUDOWLANEGO

PIEKARY ŚLĄSKIE
UL. SOLIDARNOSCI

INWESTOR

Gmina Piekary Śląskie
ul. Bytomska 84, 41-940
Piekary Śląskie

GENERALNY PROJEKTANT

jsk architekti | pszczelny & ietiz

JSK Architekti Sp. z o.o.
ul. Żelazki Węgury 18
02-092, Warszawa
tel.: 0048 22 660 30 00
e-mail: jsk@jskarchitekti.pl

PROJEKTANT BRANŻOWY

bd group

BD Group Sp. z o.o. Sp. k.
ul. Proszkiński 66/117
53-030, Wrocław
e-mail: biuro@bd-group.pl

PROJEKTANT

Marcin Dusanowski

PROJEKTANT SPRAWDZAJĄCY

Sebastian Klimza

RYSOWAŁ

Przemysław Grygiel

PROJEKTANT

DOŚ/0240/PWB1/17

PROJEKTANT

DOŚ/0471/PWB1/17

PODPIS

PODPIS

BRANŻA

Instalacje teletechniczne

SKALA

1:100

DATA

15.05.2026

ROZMIAR ARKUSZA

841 x 914

Tytuł RYSUNKU

Sieć okablowania strukturalnego - kondygnacja podziemna

245-PW-TEL-EA-RZU-B1-0006-A6

NUMER PROJEKTU	FAZA PROJEKTU	BRANŻA	OBJEKT	RODZAJ RYSUNKU	POZIOM	NUMER RYSUNKU	NUMER REWIZJI
----------------	---------------	--------	--------	----------------	--------	---------------	---------------

