


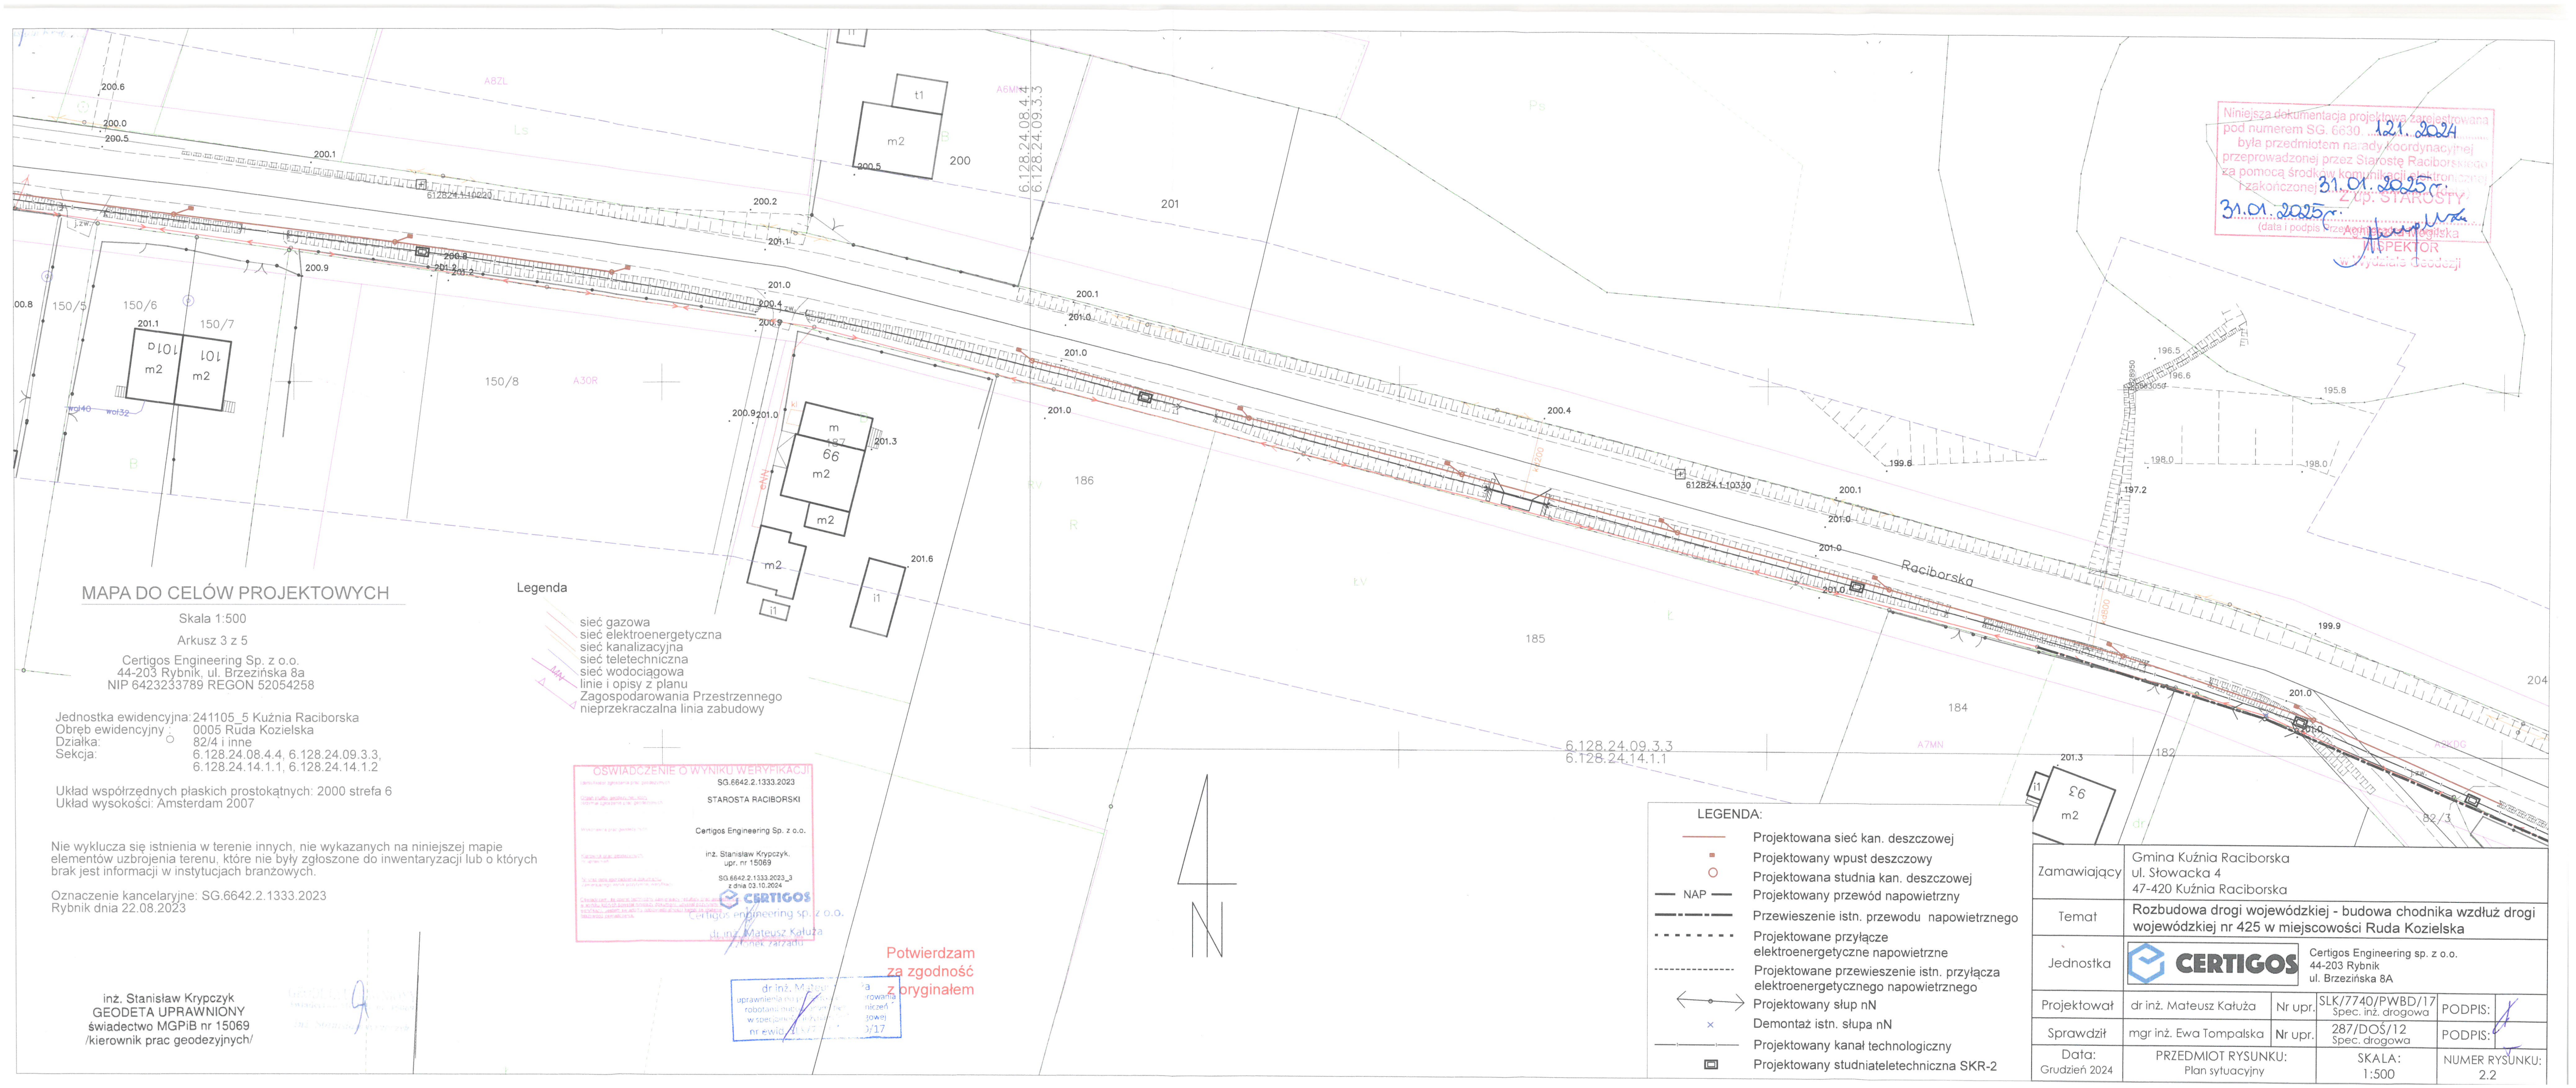

Niniejsza dokumentacja projektowa zarejestrowana
pod numerem SG. 6630. 12.1.2024
była przedmiotem narady koordynacyjnej
przeprowadzonej przez Starostę Raciborskiego
za pomocą środków komunikacji elektronicznej
i zakończonej Złp: STAROSTY
31.01.2025r.
(data i podpis Starosty Raciborskiego)
ASPEKTOR
w Wydziale Geodezji

MAPA DO CELÓW PROJEKTOWYCH

Skala 1:500
Arkusz 3 z 5
Certigos Engineering Sp. z o.o.
44-203 Rybnik, ul. Brzezińska 8a
NIP 6423233789 REGON 52054258
Jednostka ewidencyjna: 241105_5 Kuźnia Raciborska
Obręb ewidencyjny: 0005 Ruda Kozielska
Działka: 82/4 i inne
Seksja: 6.128.24.08.4.4, 6.128.24.09.3.3,
6.128.24.14.1.1, 6.128.24.14.1.2
Układ współrzędnych płaskich prostokątnych: 2000 strefa 6
Układ wysokości: Amsterdam 2007
Nie wyklucza się istnienia w terenie innych, nie wykazanych na niniejszej mapie
elementów uzbrojenia terenu, które nie były zgłoszone do inwentaryzacji lub o których
brak jest informacji w instytucjach branżowych.
Oznaczenie kancelaryjne: SG.6642.2.1333.2023
Rybnik dnia 22.08.2023

- Legenda
- sieć gazowa
 - sieć elektroenergetyczna
 - sieć kanalizacyjna
 - sieć teletechniczna
 - sieć wodociągowa
 - linie i opisy z planu Zagospodarowania Przestrzennego
 - nieprzekraczalna linia zabudowy

OSWIADCZENIE O WYNIKU WERYFIKACJI
SG.6642.2.1333.2023
STAROSTA RACIBORSKI
Certigos Engineering Sp. z o.o.
inż. Stanisław Krypczyk,
upr. nr 15069
SG.6642.2.1333.2023_3
z dnia 03.10.2024
dr inż. Mateusz Kałuża
inżynier geodezyjny

Potwierdzam
za zgodność
z oryginałem

- LEGENDA:
- Projektowana sieć kan. deszczowej
 - Projektowany wpust deszczowy
 - Projektowana studnia kan. deszczowej
 - NAP — Projektowany przewód napowietrzny
 - Przewieszenie istn. przewodu napowietrznego
 - Projektowane przyłącze elektroenergetyczne napowietrzne
 - Projektowane przewieszenie istn. przyłącza elektroenergetycznego napowietrzego
 - ←○→ Projektowany słup nN
 - × Demontaż istn. słupa nN
 - Projektowany kanał technologiczny
 - Projektowany studniateletechniczna SKR-2

Zamawiający	Gmina Kuźnia Raciborska ul. Słowacka 4 47-420 Kuźnia Raciborska			
Temat	Rozbudowa drogi wojewódzkiej - budowa chodnika wzdłuż drogi wojewódzkiej nr 425 w miejscowości Ruda Kozielska			
Jednostka	Certigos Engineering sp. z o.o. 44-203 Rybnik ul. Brzezińska 8A			
Projektował	dr inż. Mateusz Kałuża	Nr upr.	SLK/7740/PWBD/17 Spec. inż. drogowa	PODPIS:
Sprawdził	mgr inż. Ewa Tompalska	Nr upr.	287/DOŚ/12 Spec. drogowa	PODPIS:
Data: Grudzień 2024	PRZEDMIOT RYSUNKU: Plan sytuacyjny		SKALA: 1:500	NUMER RYSUNKU: 2.2

inż. Stanisław Krypczyk
GEODETA UPRAWNIONY
świadczenie MGPIB nr 15069
/kierownik prac geodezyjnych/