


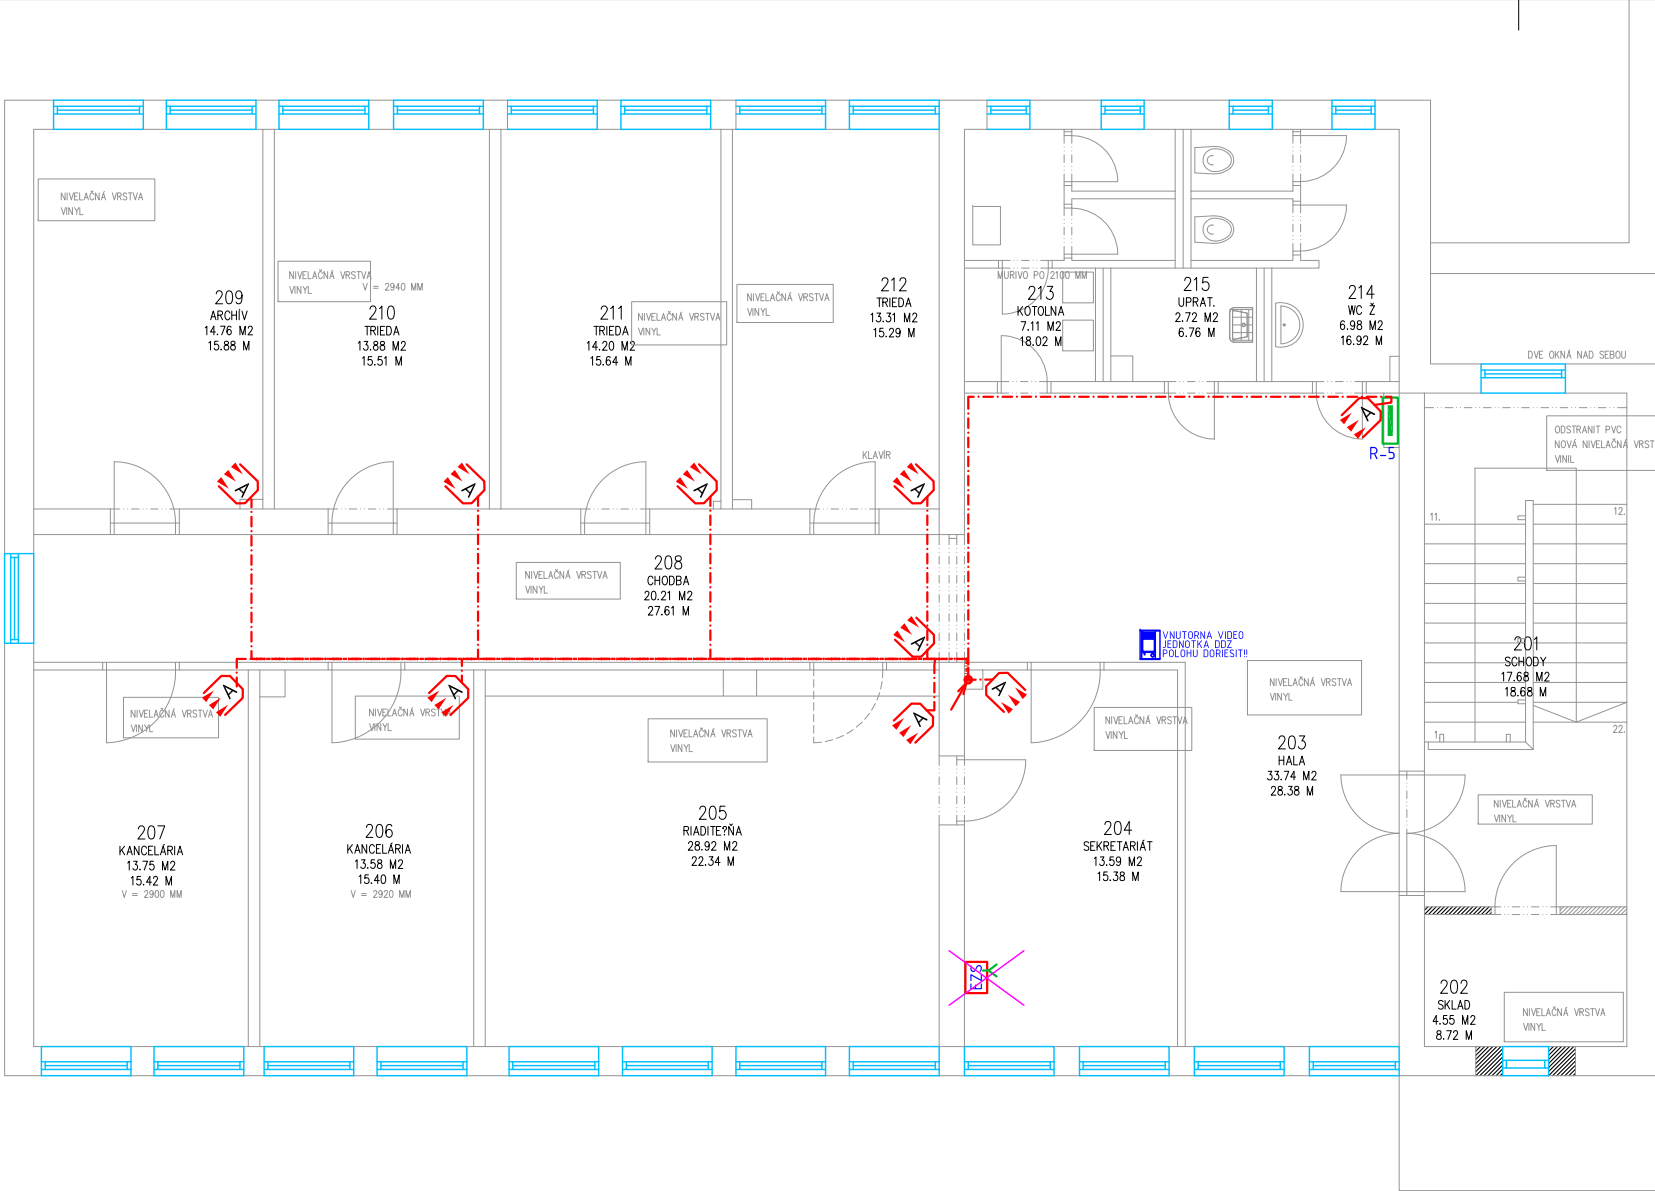

LEGENDA EZS:

- EZS** - ÚSTREDŇA EL. ZABEZPEČOVACEJ SIGNALIZÁCIE
- OP** - OVLÁDACÍ PANEL (TABLO S KLÁVESNICOU)
- EZS A B** - DETEKTOR POHYBU A ROZBITIA SKLA 10A 230V IP20
- S** - SIRÉNA EZS
- K** - KONTAKT OTVORENIA DVERÍ - magneticky kontakt

Č.M.	NÁZOV MIESTNOSTI	OBVOD	PLOCHA
201	SKLAD	18,68	17,68
202	CHODBA	8,72	4,55
203	HALA	28,38	33,74
204	SEKRETARIÁT	15,38	13,59
205	RIADITEŇNA	22,34	28,92
206	KANCELÁRIA	15,40	13,58
207	KANCELÁRIA	15,42	13,75
208	CHODBA	27,61	20,21
209	ARCHÍV	15,88	14,76
210	TRIEDA	15,51	13,88
211	TRIEDA	15,64	14,20
212	TRIEDA	15,29	13,31
213	WC MUŽI	18,02	7,11
214	WC ŽENY	16,92	6,98
215	UPRATOVAČKA	6,76	2,72
SPOLU:		255,95	218,98

VSETKY WC OSTAVAJU BEZ ZMENY!
VYMENA PODLAHOVÝCH VRSTIEV PODLA POPISU
SDK RASTROVÝ STROP VSADE OKREM WC A KONCERTNEJ SALY MC 140
ODSTRANENIE DREVENÝCH PRIECOK PODLA VÝKRESU BURACÍCH PRAC
NOVE PRIECKY A DVERE V NOVÝCH PRIECKACH
VÝSPRAVKY STIEN A STROPOV 30% PLOCHY
MALBY VSADE OKREM WC
NOVE ELEKTROINSTALÁCIE ROZVÁDZAC A SVETIDLA

			-
0	05.2021	Ing. Pakos	-
Rev No.	Date	Vypracoval / Designed by	Popis / General Notes

PINEL

Viedenská cesta 257, 851 01 Bratislava
pinel@pinel.sk, www.pinel.sk

ZODP. PROJEKTANT / RESP. DESIGNER
ING. MAREK MOJTO
AUTORIZOVANÝ STAVEBNÝ INŽINIER | 5182+Z+I4

Názov stavby / Project title
ZUŠ, DALIBOROVO NÁM. 2
REKONSTRUKCIA
Bratislava - Petržalka

Objekty / Objects
-

Časť / Discipline
Elektro

HIP
ING. IVAN HARGAŠ, AUTORIZOVANÝ ARCHITEKT

Investor
-

Názov výkresu / Drawing Title
PODORYS 2NP (PRIPRAVA EZS)

Stupeň / Stage
JSP0

Zákazka č. / Jon No.
PD-21-012

Formát
2A4

Mierka / Scale
1:100

Výkres č. / Plan No.
04