


PODORYS 1. NP

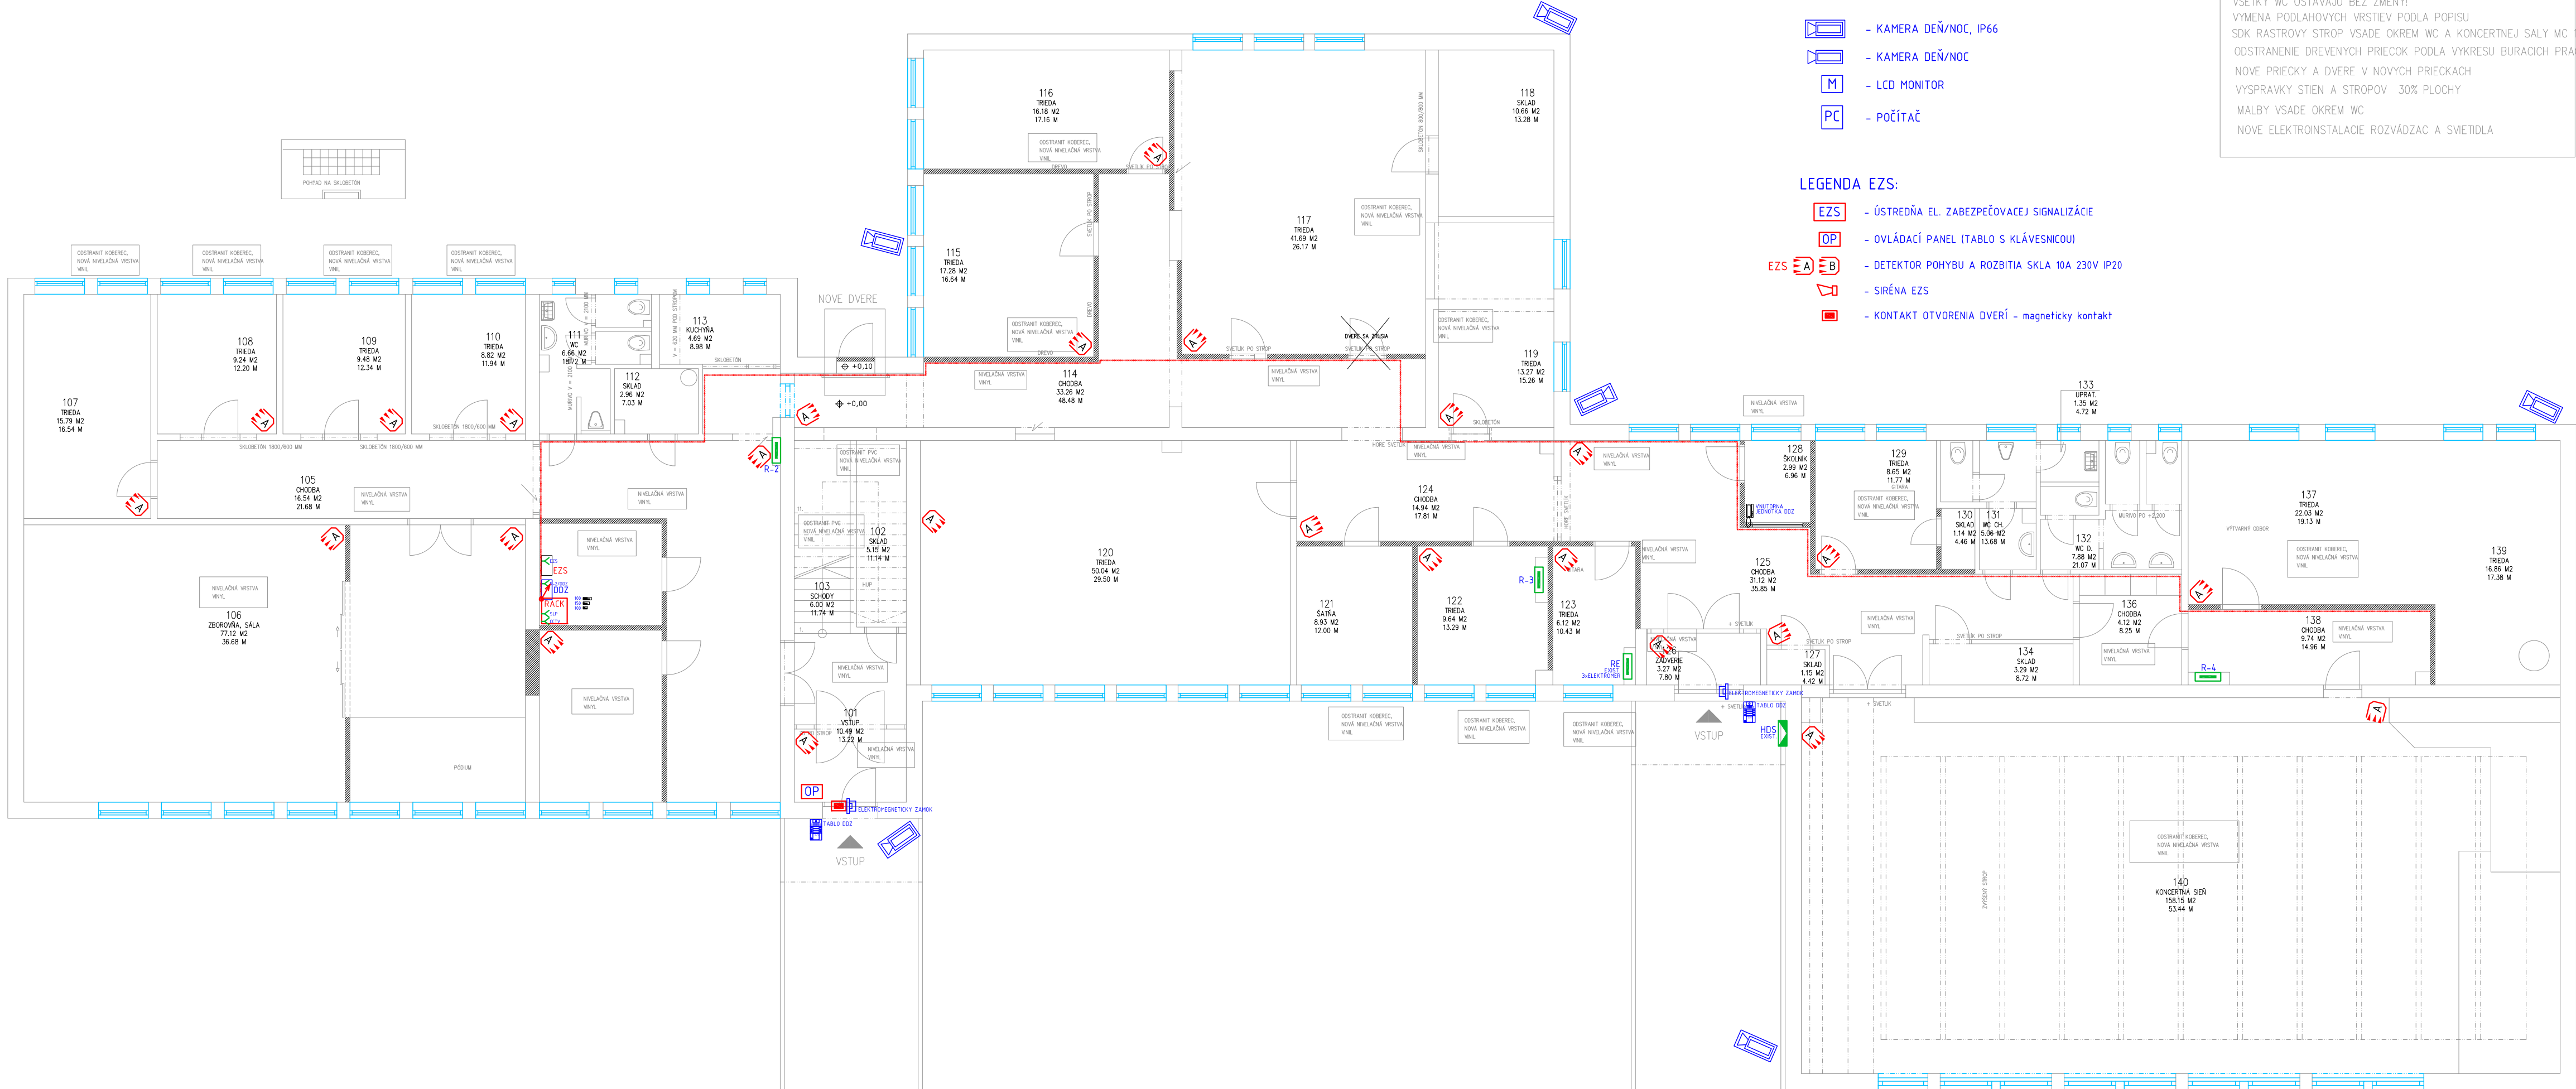

LEGENDA CCTV:

- KAMERA DEŇ/NOC, IP66
- KAMERA DEŇ/NOC
- LCD MONITOR
- POČÍTAČ

LEGENDA EZS:

- ÚSTREDŇA EL. ZABEZPEČOVACEJ SIGNALIZÁCIE
- OVLÁDACÍ PANEL (TABLO S KLÁVESNICOU)
- DETEKTOR POHYBU A ROZBITIA SKLA 10A 230V IP20
- SÍŤENA EZS
- KONTAKT OTVORENIA DVERÍ - magnetický kontakt

VSETKY WC OSTAVAJU BEZ ZMENY!
VYMAENA PODLAHOVÝCH VRSTEV PODLA POPISU
SDK RASTROVÝ STROP VSADE OKREM WC A KONCERTNEJ SALY MC 140
ODSTRANENIE DREVENÝCH PRIECOK PODLA VYKRESU BURACÍCH PRAC
NOVE PRIECKY A DVERE V NOVÝCH PRIECKACH
VYSAPRAKY STIEN A STROPOV 30% PLOCHY
MALBY VSADE OKREM WC
NOVE ELEKTROINSTALÁCIE ROZVÁDZAC A SVETIDLA

Č.M.	NÁZOV MIESTNOSTI	OBVOD	PLOCHA
101	VSTUP	13,22	10,49
102	SKLAD	11,14	5,15
103	SCHODY	11,74	6,00
104	HALA	28,38	48,21
105	CHODBA	21,68	16,54
106	ZBOROVŇA	36,68	77,12
107	TRIEDA	16,54	15,79
108	TRIEDA	12,20	9,24
109	TRIEDA	12,34	9,48
110	TRIEDA	11,94	8,82
111	WC	18,72	6,66
112	SKLAD	7,03	2,96
113	KUCHYŇA	8,98	4,69
114	CHODBA	48,15	33,10
115	TRIEDA	16,40	16,79
116	TRIEDA	17,26	16,47
117	TRIEDA	25,97	41,43
118	SKLAD	13,28	10,66
119	TRIEDA	15,26	13,27
120	TRIEDA	29,50	50,04
121	ŠATŇA	12,06	9,03
122	TRIEDA	13,16	9,42
123	TRIEDA	10,36	6,01
124	CHODBA	17,74	14,72
125	CHODBA	35,85	31,35
126	ZÁDVERIE	7,80	3,27
127	SKLAD	4,42	1,15
128	ŠKOLNIK	6,94	2,96
129	TRIEDA	11,80	8,69
130	SKLAD	4,52	1,17
131	WC CH.	13,68	5,06
132	WC D.	21,07	7,88
133	UPRATOVACĀKA	4,72	1,35
134	SKLAD	8,72	3,29
135	SKLAD	6,53	2,05
136	CHODBA	8,25	4,12
137	TRIEDA	19,06	21,83
138	CHODBA	14,96	9,74
139	TRIEDA	17,34	16,76
140	KONCERTNÁ SIEŇ	53,44	158,15
SPOLU:		668,83	720,91

0	05.2021	Ing. Pakos	-
Rev No.	Date	Vypracoval / Designed by	Popis / General Notes

Viedenská cesta 257, 851 01 Bratislava
pinel@pinel.sk, www.pinel.sk

ZODP. PROJEKTANT / RESP. DESIGNER
ING. MAREK MOJTO
AUTORIZOVANÝ STAVEBNÝ INŽINIER | 5182+Z+14

Názov stavby / Project title
ZUŠ, DALIBOROVO NÁM. 2
REKONSTRUKCIA
Bratislava – Petržalka

Objekty / Objects
-

Časť / Discipline
Elektro

Názov výkresu / Drawing title
PODORYS 1NP (PRIPRAVA EZS)

Stupeň / Stage
JSP0

Zákazka č. / Jon No.
PD-21-012

Formát
4A4

Mierka / Scale
1:100

Výkres č. / Plan No.
03