


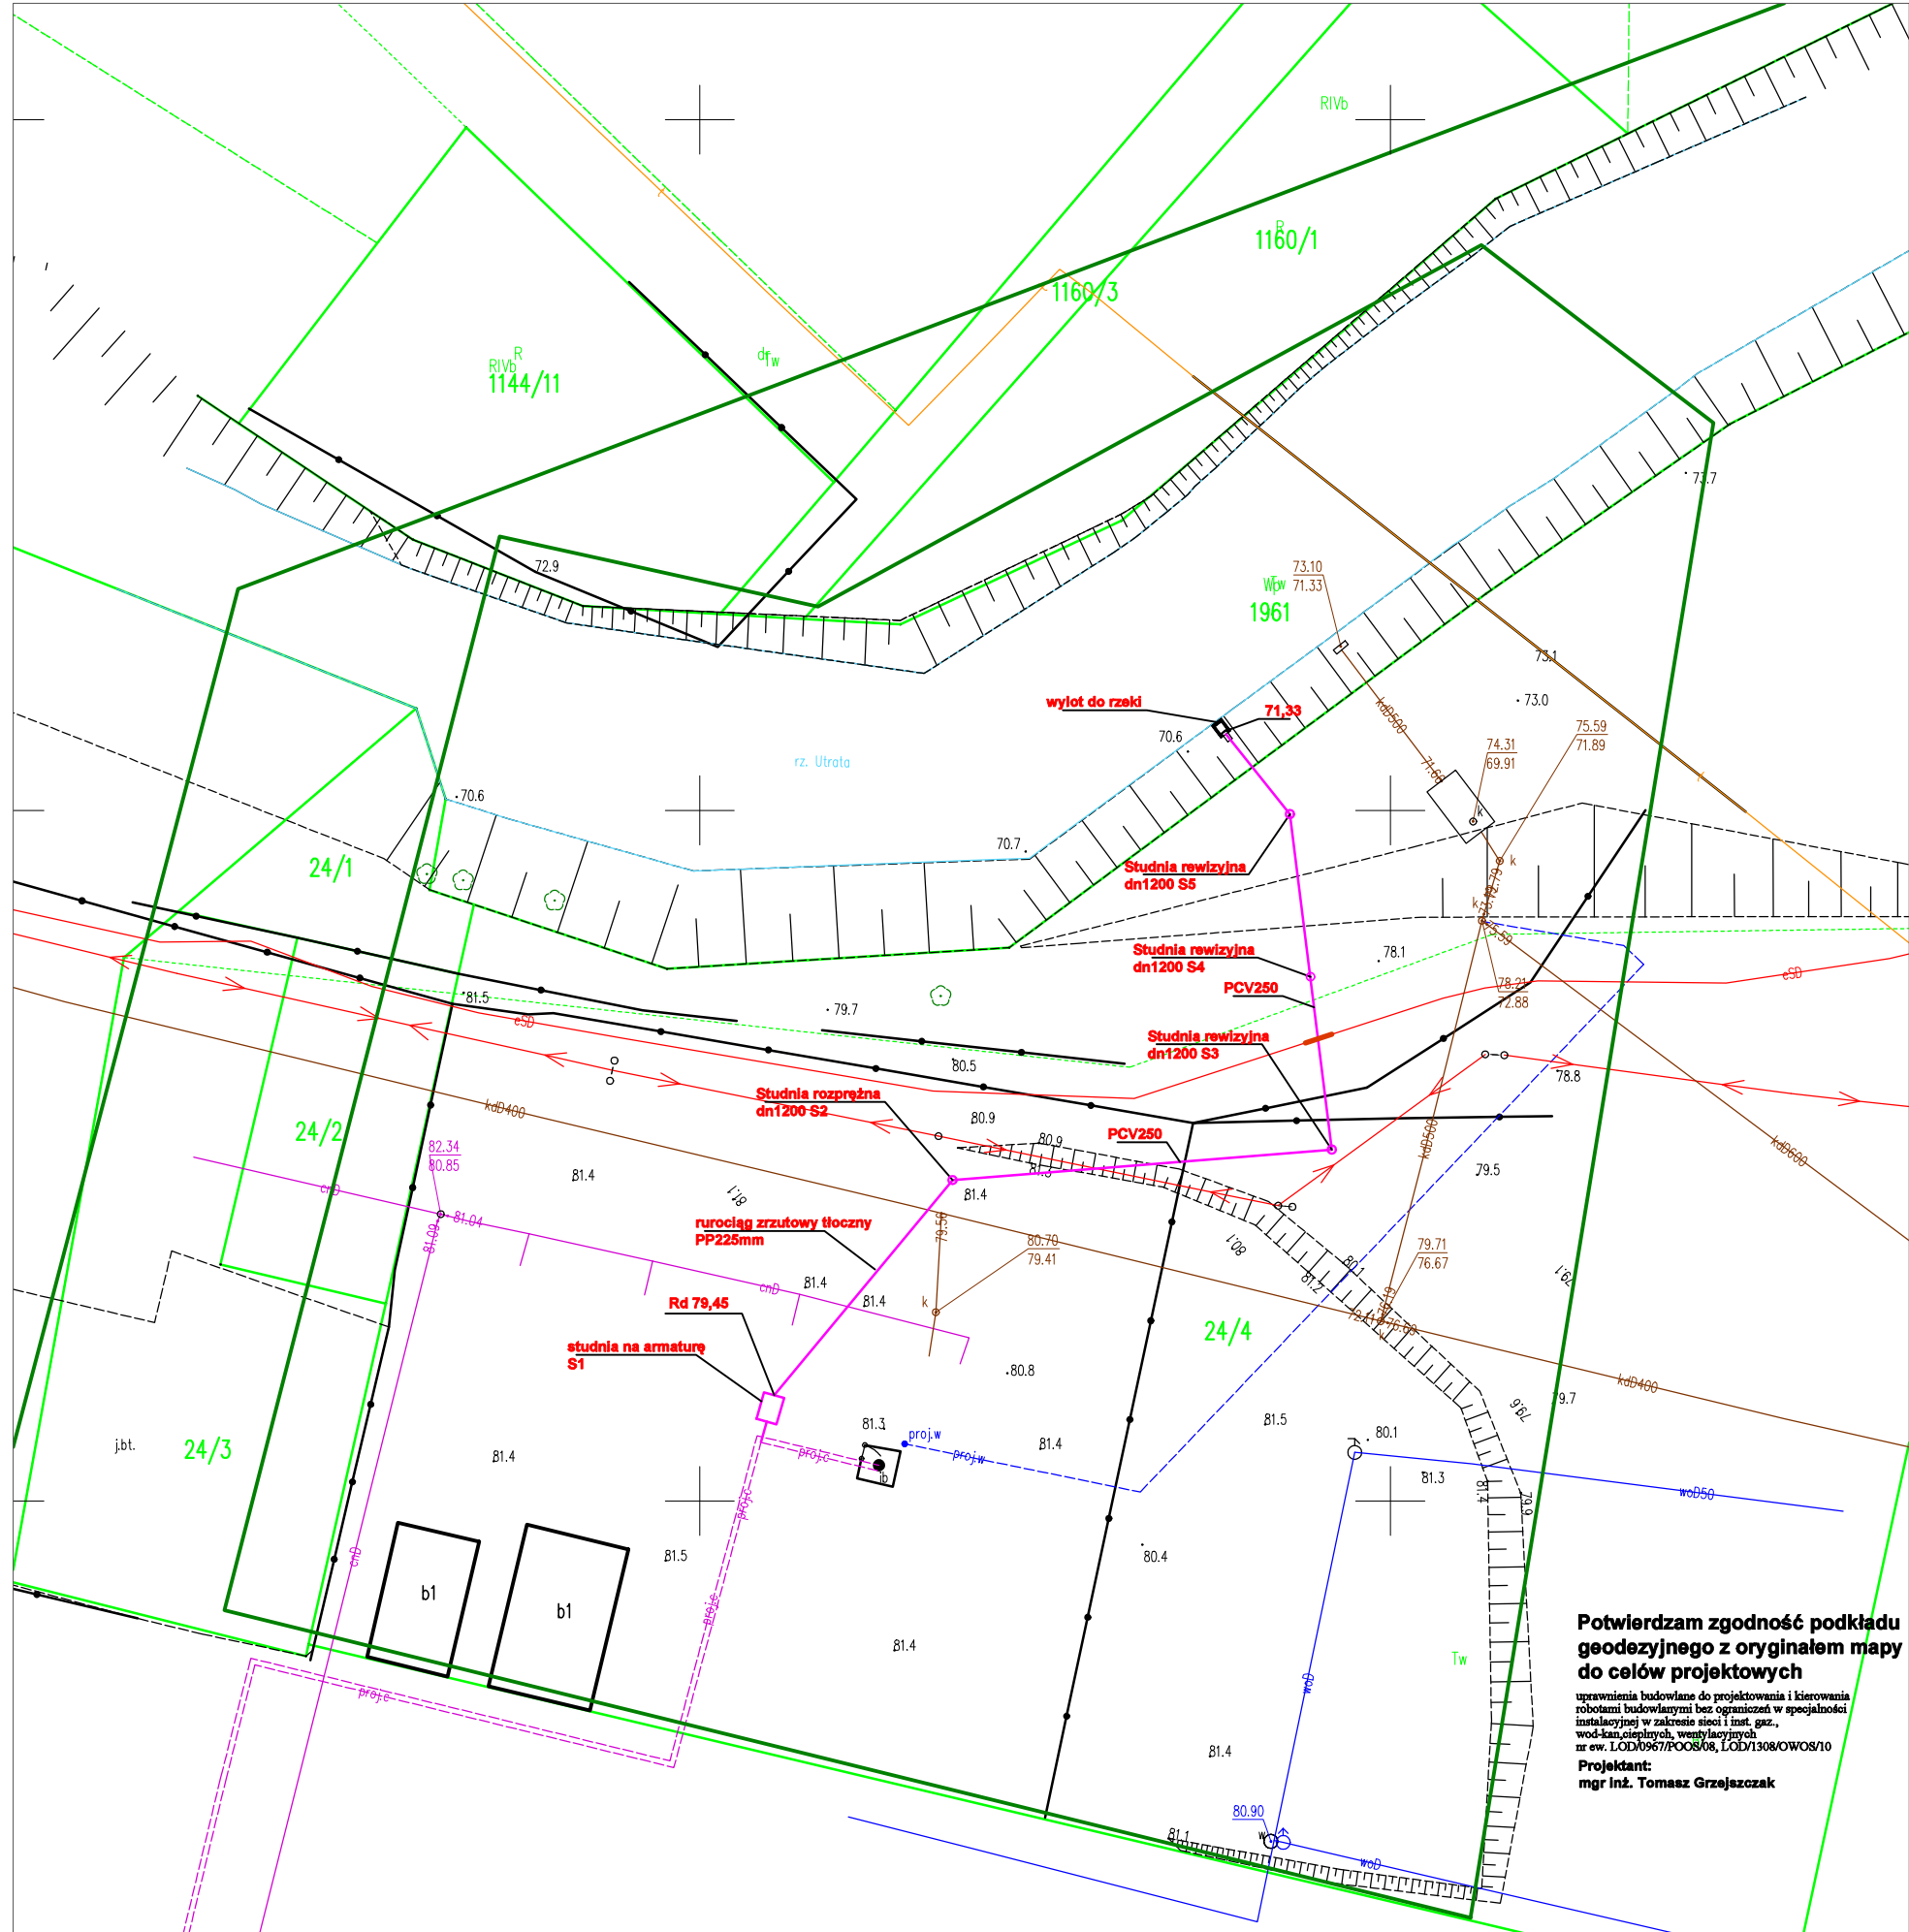

MAPA DO CELÓW PROJEKTOWYCH

Obręb: 0009 Sochaczew Centrum
Jednostka ewidencyjna: 142801_1 gm. Miasto Sochaczew
Działki ewidencyjne: 24/4
Skala 1 : 500 Identyfikator zgłoszenia GN.6640.1650.2026
Układ współrzędnych 2000/7
Układ wysokościowy PL-EVRF2007-NH

Mapa aktualna na dzień 02.06.2026r.
w granicach oznaczonych kolorem zielonym
Mapę sporządzono dnia 12.06.2026r.

Nie wyklucza się istnienia w terenie
innych nie wykazanych na niniejszej
mapie urządzeń podziemnych, które
nie były zgłoszone do inwentaryzacji
lub o których brak jest informacji
w instytucjach branżowych.

Oświadczam, że niniejszy dokument został opracowany w wyniku prac
geodezyjnych zgłoszonych Staroście Sochaczewskiemu pod numerem
GN.6640.1650.2026 (nr zgłoszenia), których rezultat zawiera operat
techniczny pozytywnie zweryfikowany protokołem weryfikacji
nr.....GN.6640.1650.2026_1..... z dnia.....16.06.2026r.....
Jestem świadomy odpowiedzialności karnej za złożenie fałszywego
oświadczenia.

„AZYMUT” s.c.
M. Zatorski, R. Janiszewski
96-500 Sochaczew Al 600-lecia 91
tel. 509-044-101 509-044-102
NIP 837-169-85-29 REGON 015656080

GEODETA UPRAWNIONY
mgr inż. Robert Janiszewski
Świadectwo nr 18996
wydane przez Głównego Geodetę Kraju

- proj. kanał zrzutu awaryjnego wody geotermalnej
- proj. studnie rewizyjne
- numery działek
- granice działek
- proj. rury osłonowe na istn. kablach elektroen., oraz telekom.
- punkty charakterystyczne proj. kanału

Potwierdzam zgodność podkładu
geodezyjnego z oryginałem mapy
do celów projektowych
uprawnienia budowlane do projektowania i kierowania
robotami budowlanymi bez ograniczeń w specjalności
instalacyjnej w zakresie sieci i inst. gaz.,
wod-kan, ciepłych, wentylacyjnych
nr ew. LOD/0967/POOS/08, LOD/1308/OWOS/10
Projektant:
mgr inż. Tomasz Grzejszczak

Przedsiębiorstwo Energetyki Ciepłej Sochaczew Sp. z o.o. 96-500 Sochaczew Al. 600 lecia 90		
Zadanie inwestycyjne	Budowa kanału zrzutu awaryjnego oraz budowa wylotu do rzeki Utrata wykorzystanej do celów grzewczych wody geotermalnej	
Adres budowy	Sochaczew, Obręb 0001, dz. nr ew.1981, obręb 0009 dz. nr ew. 24/4	
Inwestor	PEC SP. Z O.O. 96-500 Sochaczew, Al. 600-lecia 90	Data: VI 2026
Tytuł rysunku	Projekt zagospodarowania terenu	Skala: 1:500
Projektant: mgr inż. Tomasz Grzejszczak	uprawnienia budowlane do projektowania i kierowania robotami budowlanymi bez ograniczeń w specjalności instalacyjnej w zakresie sieci i inst. gaz., wod-kan, ciepłych, wentylacyjnych nr ew. LOD/0967/POOS/08, LOD/1308/OWOS/10	Rys. 1
Sprawdzający: mgr inż. Marek Skóra		