

MAPA DO CELÓW PROJEKTOWYCH

Skala 1:500

Województwo: śląskie
Jednostka ewidencyjna: 240903_2, Niegowa
Działka: 2148 i inne –wg zakresu
Układ 2000(18): 6.139.33.24.3.4; 6.139.33.24.4.3;

Powiat: myszkowski
Obręb: 240903_3.0019, Trzebników
KERG: GK 6642.1.1765.2020
Poziom odniesienia: Kronstadt 86

Uwagi :

Granice naniesiono metodą wektorzacji rastra mapy ewidencyjnej(kolor zielony).

Niniejsza mapa nie może służyć do projektowania budynków usytuowanych w odległości mniejszej bądź równej 4,0 m od granicy działki.

Mapa powstała w wyniku pomiaru bezpośredniego i wektorzacji rastra mapy zasadniczej. W zakresie aktualizacji nie ustalano słuszności gruntowych ujawnionych w księdze wieczystej.

linie rozgraniczające tereny o różnym przeznaczeniu lub różnych zasadach zagospodarowania – ściśle określone

Ł 89 MN, MR, UC
tereny zabudowy mieszkaniowej jednorodzinnej, zagrodowej oraz tereny usług komercyjnych


Ł 92 RP
tereny rolne bez prawa zabudowy rolniczej

Ł 90 UPr
tereny usług kultu religijnego

Ł 17 KDI
tereny tras i ulic, w tym tereny dróg publicznych: droga lokalna

zakres aktualizacji

Poświadczam, że niniejszy dokument został opracowany w wyniku prac geodezyjnych i kartograficznych, których rezultaty zawiera operat techniczny pozytywnie zweryfikowany. Jednocześnie informuję, że jestem świadomy odpowiedzialności karnej za złożenie fałszywego oświadczenia.	
Identyfikator zgłoszenia prac geodezyjnych	GK.6642.1.1765.2020
Organ służby geodezyjnej i kartograficznej, który otrzymał zgłoszenie.	Starosta Myszkowski
Nr oraz data sporządzenia dokumentu zawierającego wynik pozytywnej weryfikacji	Protokół weryfikacji z dn. 09.12.2020
Imię i nazwisko oraz nr uprawnień zawodowych kierownika prac	Henryk Bakalarz 5048

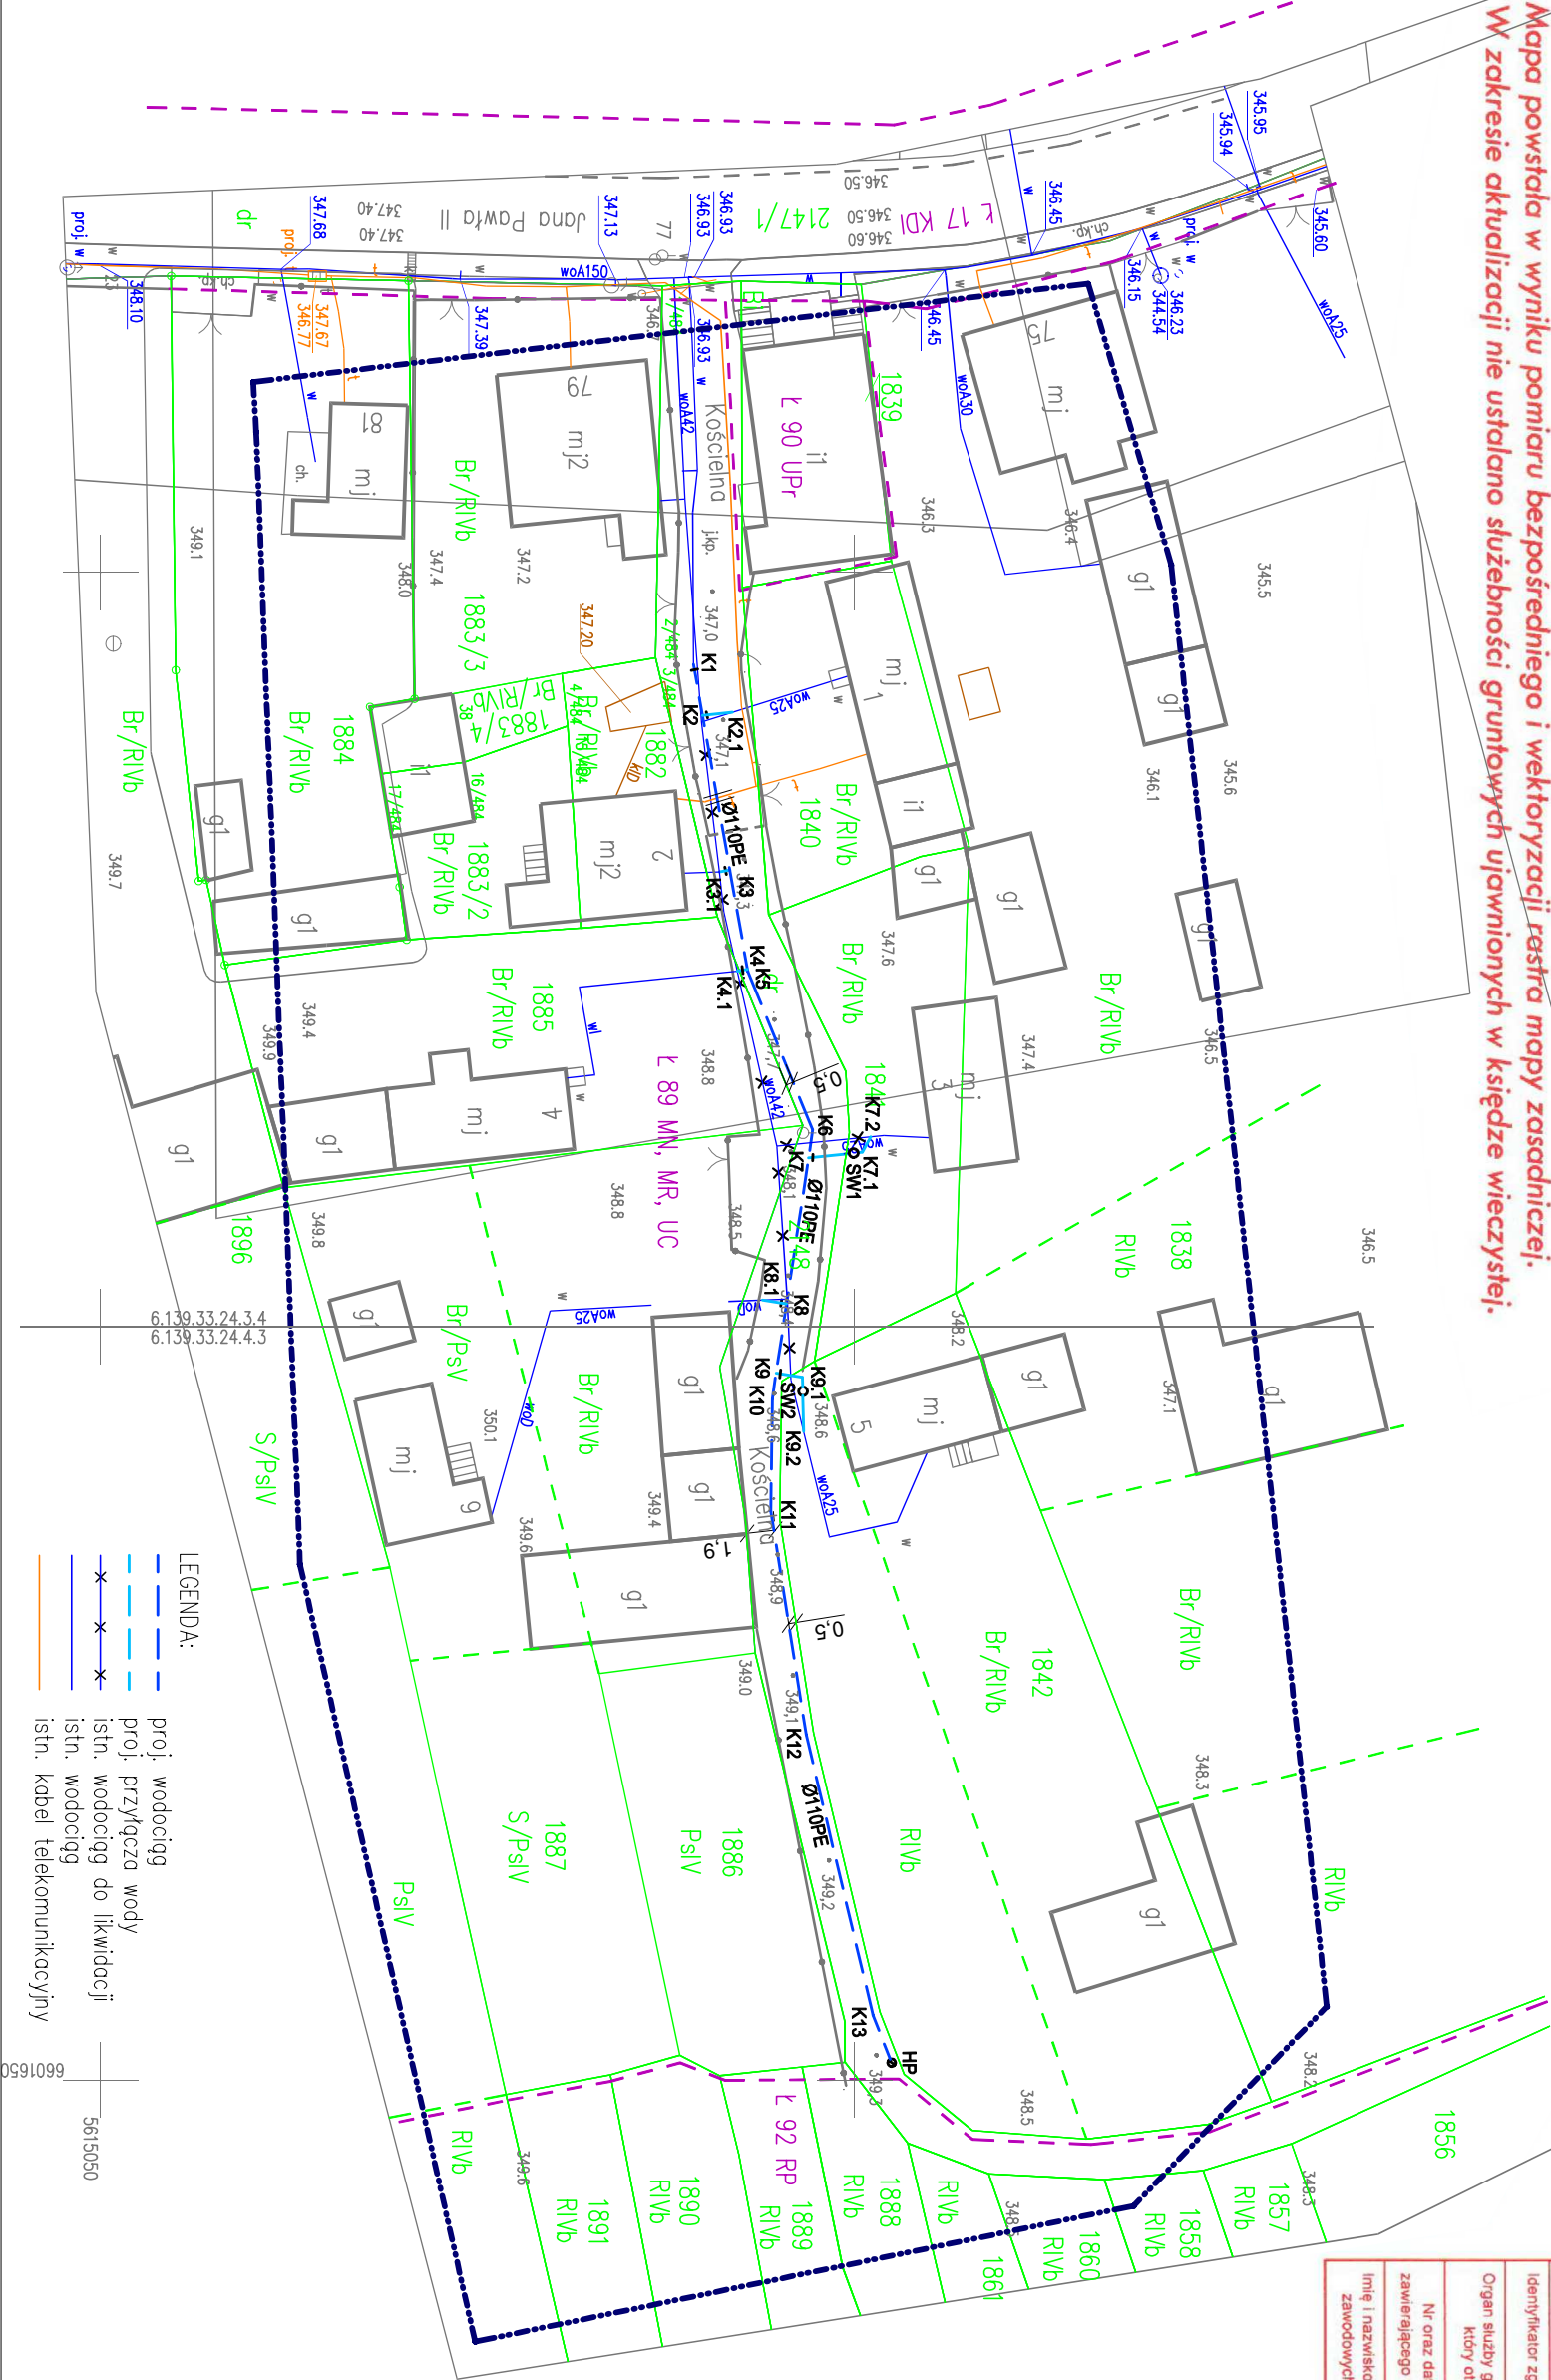

LEGENDA:	
---	proj. wodociąg
---	proj. przyłącza wody
---	proj. wodociąg do likwidacji
---	istn. wodociąg
---	istn. kabel telekomunikacyjny

6601650
5615050

Henryk Bakalarz
Geodeta uprawniony
Nr upr. 5048 G.U.G.I.K
42-400 Zawiercie, Stefania 8
tel. 898 352 292, NIP: 696-108-44-45

inż. Michał Piłka
GEODETA
ul. Szczytna 16, 42-320 Niegowa
NIP: 577-153-23-33
tel. 535 027 347

SANIT-PROJEKT MAREK KOŁACZ 25-015 KIELCE, UL. ŻŁOTA 23/307, TEL. 602107541			data:	12. 2020
TEMAT:	BUDOWA SIECI WODOCIĄGOWEJ I PRZEPIĘCIE ISTNIEJĄCYCH PRZYŁĄCZY WODY		skala:	1:500
ADRES:	TRZEBNÓW, UL. KOŚCIELNA , DZ. NR 2148, 1841, 1842, 1885, GM. NIEGOWA		RYS. NR:	1
TREŚĆ:	PROJEKT ZAGOSPODAROWANIA TERENU			
PROJEKTOWAŁ	Urszula Lamch-Kolacz	nr upr. KI-115/94	podpis:	
OPRACOWAŁ	Marek Kolacz		podpis:	
SPRAWDZIŁ	Adam Dziewięcki	nr upr. SWK/0166/POOS/09	podpis:	