


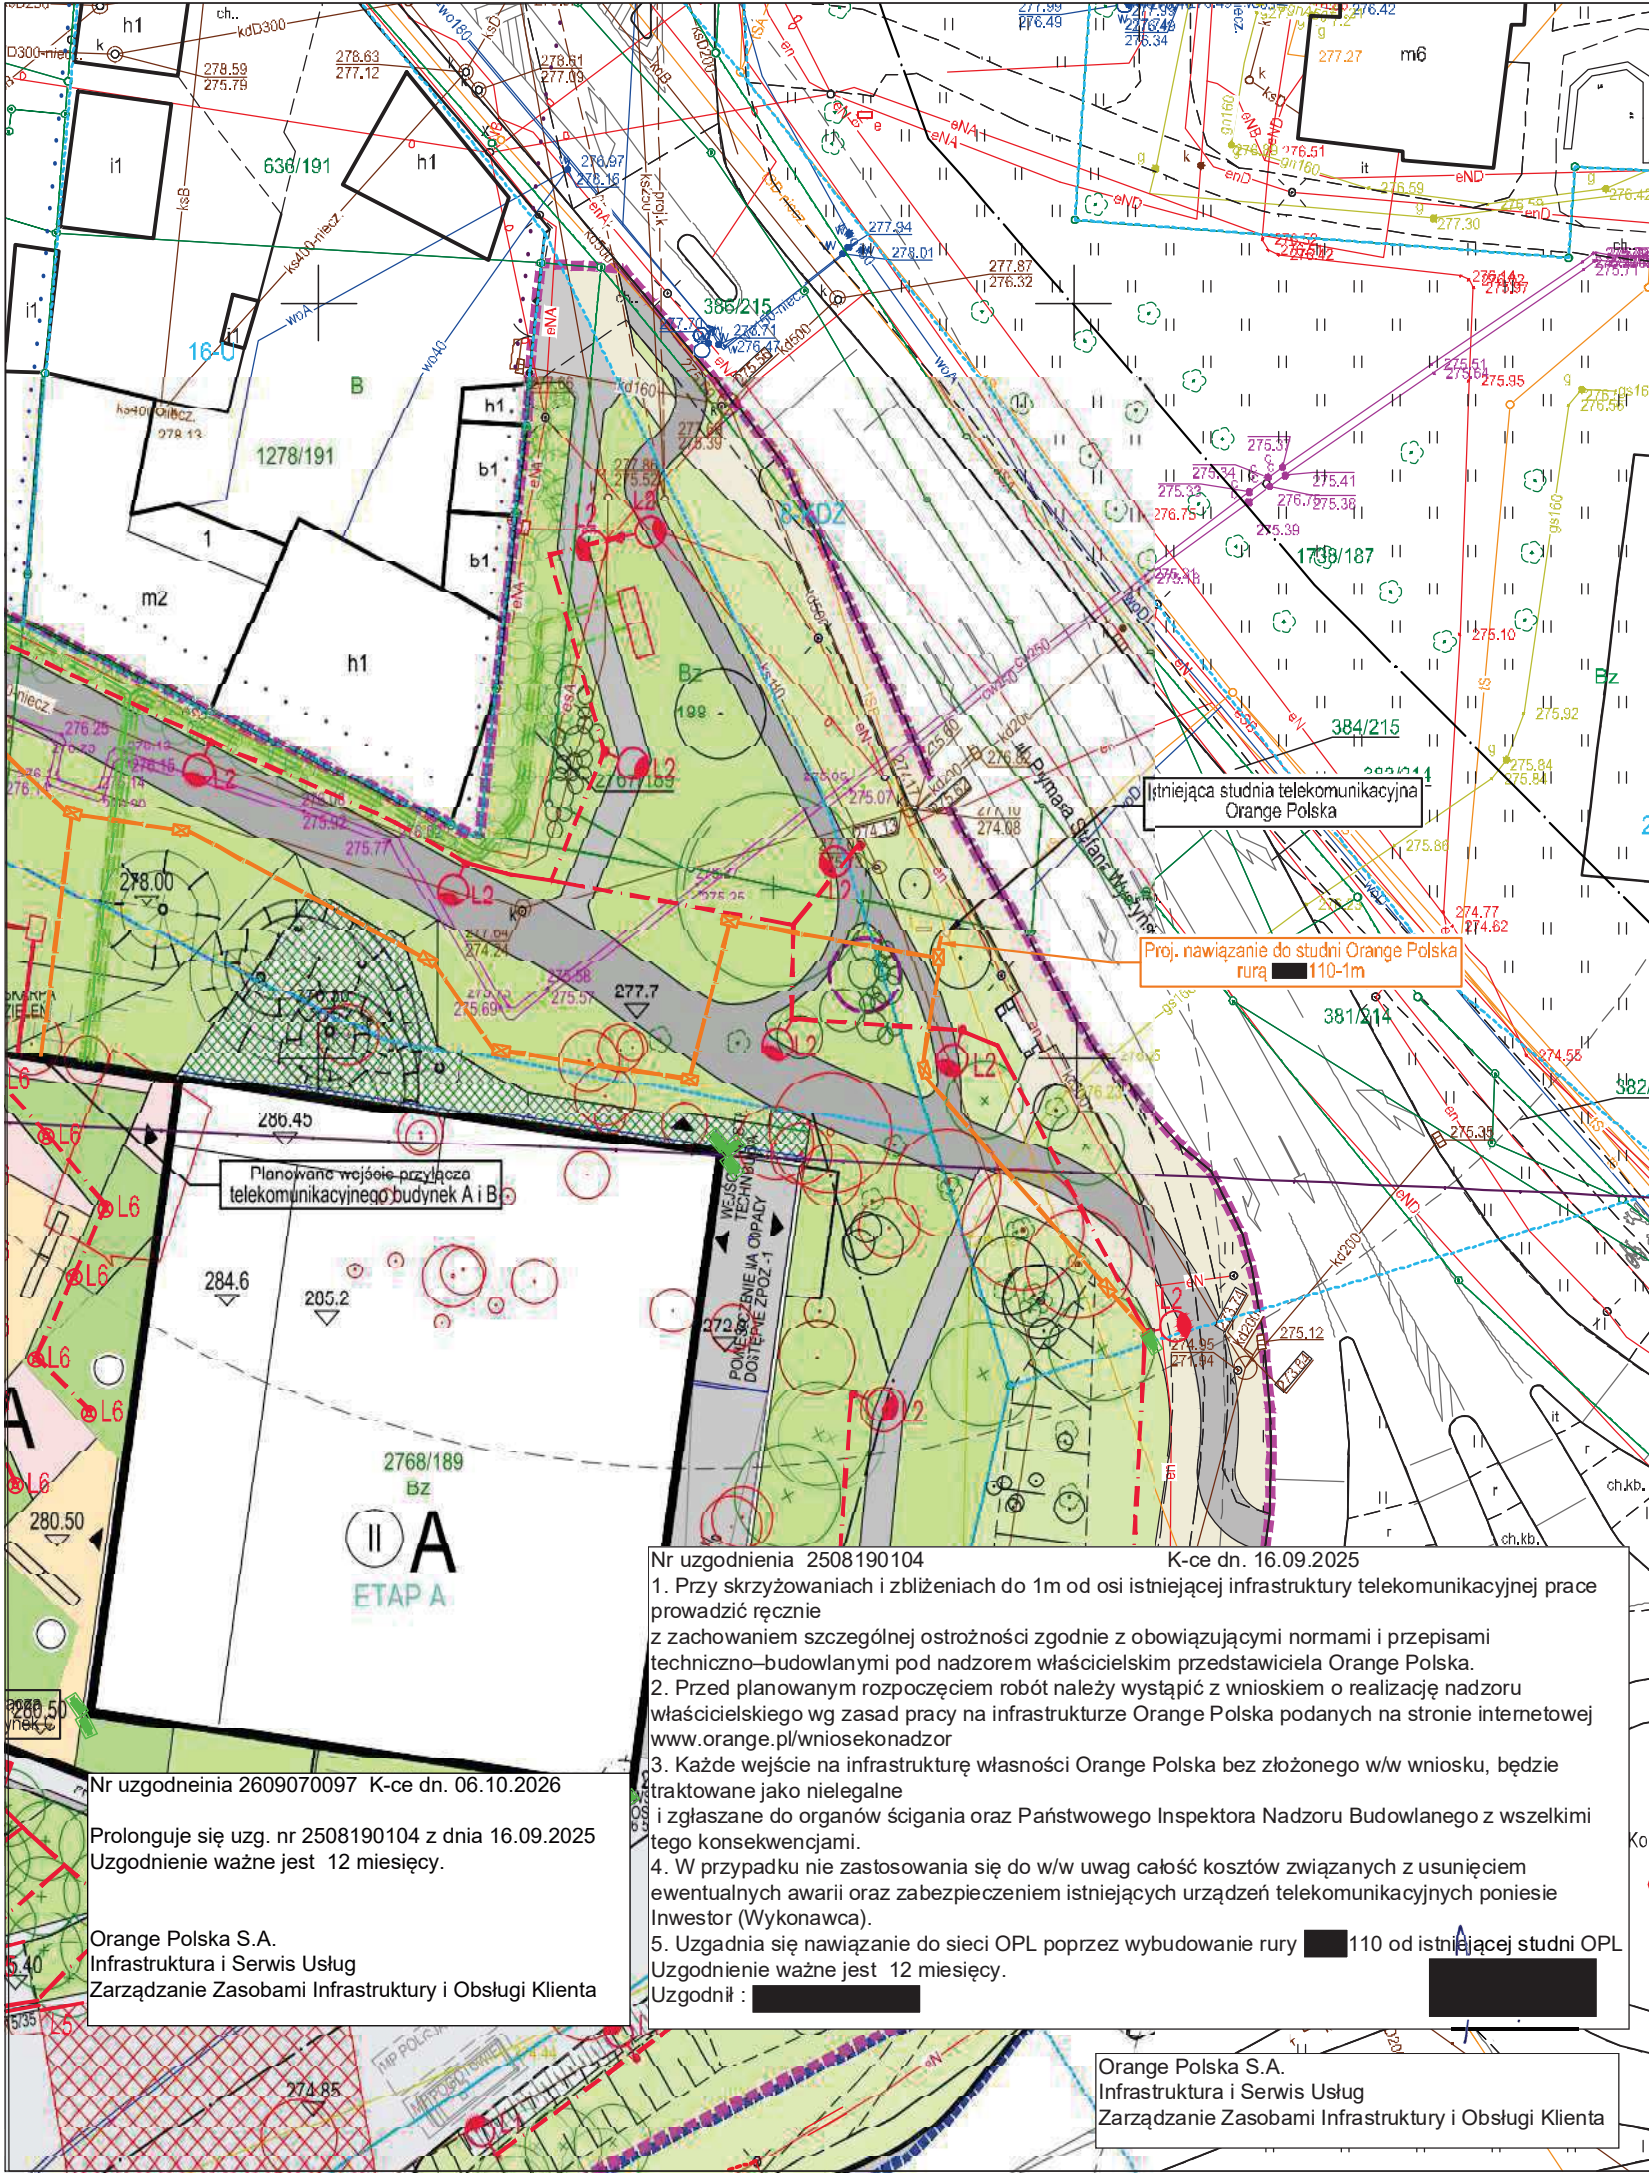

LEGENDA:

- KANALIZACJA TELETECHNICZNA 2 -OTWOROWA
- STUDNIA TELETECHNICZNA

245-PB-TT-ZZ-RZU-PZ-0001-A1

NUMER PROJEKTU FAZA PROJEKTU BRANŻA OBIEKT RODZAJ RYSUNKU POZIOM NUMER RYSUNKU NUMER REWIZJI

NAZWA OBIEKTU BUDOWLANEGO
KOMPLEKS SPORTOWY W PIEKARACH ŚLĄSKICH, BUDOWA BASENU ZE SPA I STREFĄ FITNESS, HALI SPORTOWEJ ZE STRZELNICĄ SPORTOWĄ I GARAŻEM PODZIEMNYM, WRAZ Z ZAGOSPODAROWANIEM TERENU ORAZ NIEZBĘDNĄ INFRASTRUKTURĄ TECHNICZNĄ PODZIEMNĄ I NAZIEMNĄ

FAZA PROJEKTU
Projekt Budowlany

LOKALIZACJA OBIEKTU BUDOWLANEGO
PIEKARY ŚLĄSKIE
UL. SOLIDARNOŚCI

INWESTOR

Gmina Piekary Śląskie
ul. Bytomska 84, 42-940
Piekary Śląskie

GENERALNY PROJEKTANT

jsk architektki | pszczulny & rutz

JSK Architektki Sp. z o.o.
ul. Żwirki i Wigury 18
02-092, Warszawa
tel.: 0048 22 660 30 00
e-mail: jsk@jskarchitektki.pl

PROJEKTANT BRANŻOWY

BD Group Sp. z o.o. Sp. k.
ul. Przyjaźni 66/LU1
53-030, Wrocław
e-mail: biuro@bd-group.pl



PROJEKTANT
mgr inż. Marcin Dusanowski

NR UPRAWNIENI
DOŚ/BT/0282/17

PODPIS

BRANŻA
Telekomunikacyjna

SKALA
1 : 500

PODPIS
DATA
29.02.2024

ROZMIAR ARKUSZA

TYTUŁ RYSUNKU
PROJEKT ZAGOSPODAROWANIA TERENU - ABC

245-PB-ELE-ZZ-RZU-PZ-0001-A1

NUMER PROJEKTU FAZA PROJEKTU BRANŻA OBIEKT RODZAJ RYSUNKU POZIOM NUMER RYSUNKU NUMER REWIZJI