


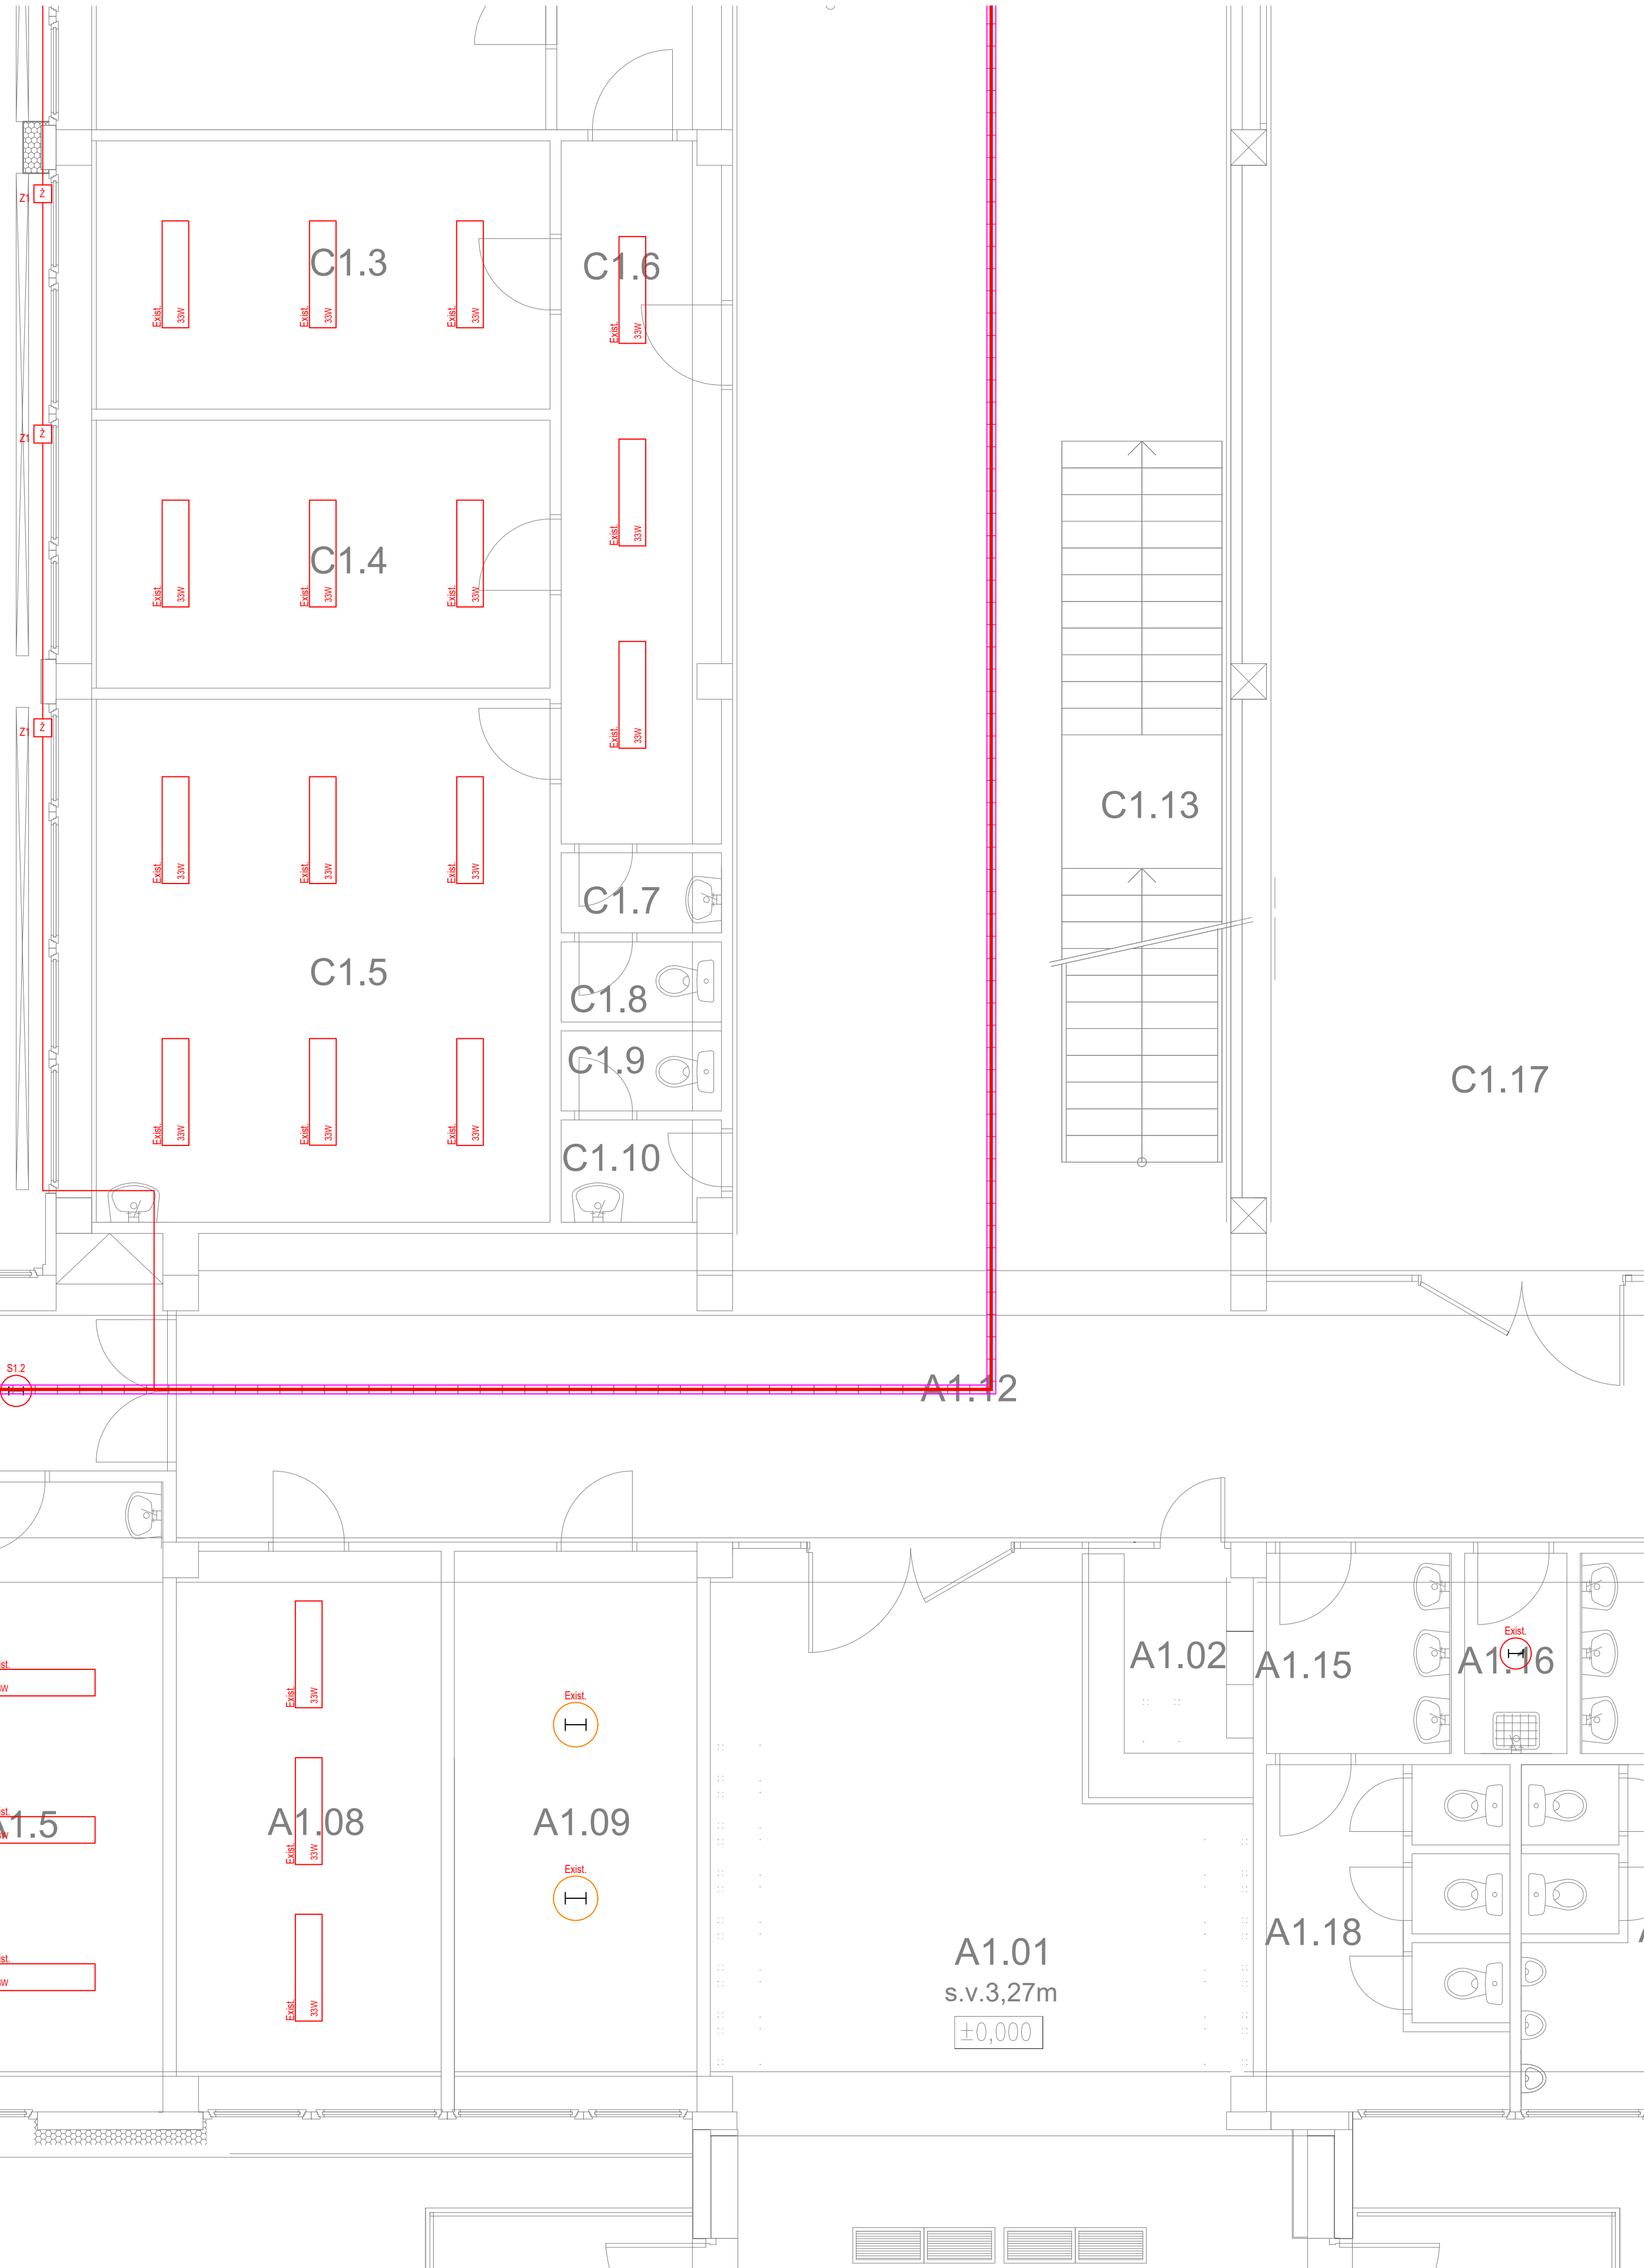

	- LED SVIETIDLO, ZAPUŠTENÉ, 28W, 600x600mm, UGR<19, 4000K, 36420lm
	- LED SVIETIDLO, ZAPUŠTENÉ, 33W, 600x600mm, UGR<19, 4000K, 43200lm
	- Existujúce LED SVIETIDLO, ZAPUŠTENÉ, 24W, 600x600mm, UGR<19, 4000K, 27500lm
	- LED SVIETIDLO, ZAPUŠTENÉ, 35W, 600x600mm, UGR<19, 4000K, 37000lm
	- LED SVIETIDLO, PRISADENÉ, 33W, 1200mm, UGR<19, 4000K, 43200lm
	- LED SVIETIDLO, PRISADENÉ, 73W, 1500mm, 4000K, 119000lm
	- LED SVIETIDLO, KRUIHOVÉ, 18W, 350mm, 4000K, 14400lm
	- LED SVIETIDLO, KRUIHOVÉ, 27W, 500mm, 4000K, 37800lm
	- LED SVIETIDLO, OTOČNÉ, 21W, 195mm, UGR<19, 4000K, 24000lm
	- LED SVIETIDLO, OTOČNÉ, 13,7W, IP44, 3000K, 15500lm
	- VYPINÁČ JEDNOPÓLOVÝ RAD 1, ZAPUŠTENÝ, 10A/230V, IP20
	- SÉRIOVÝ VYPINÁČ RAD 5, ZAPUŠTENÝ, 10A/230V, IP20
	- DVOJITÝ STRIEDAVÝ PREPÍNAČ RAD 5B, ZAPUŠTENÝ, 10A/230V, IP20
	- VÝVOD PRE OKNO, RESP. ŽALÚZIU
	- VÝVOD, VŠEOBECNÝ, 3-fázový
	- VÝVOD, VŠEOBECNÝ, 1-fázový
	- STUPAČKY
	- VŠTAVANÝ REPRODUKTOR, 6W
	- NAPŇIČ Z EXIST. REPRODUKTORA NOVÝM KÁBLOM DVOJJOVÝDÍŇOM
	- DÁTOVÝ ROZVÁDZAČ - EXISTUJÚCI
	- KÁBLOVÝ ŽLAB
	- JEDNOSMERNÝ ROZVÁDZAČ
	- FVE MENÍČ 17kw
	- FVE PANEL

	- EXIST. HLAVNÝ ROZVÁDZAČ OBJEKTU
	- NOVÝ ROZVÁDZAČ VZDUCHOTECHNIKY
	- EXIST. PODRUŽNÝ ROZVÁDZAČ NA CHODBE
	- EXIST. SVIETIDLO NAHRADENÉ NOVÝM NA ROVNAKEJ POZÍCIÍ

- NEDODELITELNÝ SOUČASŤ PROJEKTOVEJ DOKUMENTÁCIE JE TECHNICKÁ SPRÁVA.
 - DODÁVATEĽ STAVBY JE POVINNÝ REALIZOVAŤ VŠETKY PRÁCE V ZMYSLE PLATNÝCH STN S DOORZÁNIM
 TECHNOLÓGICKÝCH A BEZPEČNOSTNÝCH POSTUPOV. ĎALEJ JE POVINNÝ REŠPEKTOVAŤ USTANOVENIA STN 730421
 O PRÍSLUŠNÝCH ROZMEROVÝCH ODÝCHKACH REALIZOVANÝCH KONŠTRUKCIÍ PROTI PROJEKTOVANEMU STAVU.
 - KAŽDÝ ODOBYTEĽ AUO PROJEKTU JE POTREBNÉ PEROKOVAT S GP.
 - DODÁVATEĽ STAVBY MUSÍ PREŠTUDOVAŤ CELU PROJEKTOVÚ DOKUMENTÁCIU, V PRÍPADOCH, KEDY ZISTENIA
 NEDOSTATKOV NA NE UPOZORNÍ. PRED KAŽDÝM REALIZAČNÝM PROCESOM PREŠTUDOVAŤ DOTKNUTÉ,
 SÚVISIACE ČASTI PROJEKTOVEJ DOKUMENTÁCIE
 - REALIZAČNÝ PROJEKT NENAHŔADZA VÝROBNÚ A DIEĽSKÚ DOKUMENTÁCIU DODÁVATEĽA !!!
 - DODÁVATEĽSKÁ DOKUMENTÁCIA MUSÍ BYŤ ODOSLANÁ PROJEKTANTOM REALIZAČNÉHO PROJEKTU!

3PEN AC 50Hz 230V/400V, TN-C
3PEN/PE AC 50Hz 230V/400V, TN-C-S
3N AC 50Hz 230V/400V, TN-C
3NPE AC 50Hz 230V/400V, TN-C-S
Iné ochranné opatrenie v zmysle STN 33 2004-4-1

A) požiadavky na základnú ochranu (ochranu pred priamymi dotykom)
v zmysle 4.11.1 (STN 33 2004-4-1)

- a. A.1 Základná izolácia živých častí
- a. A.2 Zábranné alebo krytiny
- a. B.2 Prekážkami
- a. B.3 Umiestnením osoby dosah

B) požiadavky na ochranu pri poruche (ochranu pred nepriamymi dotykom)
v zmysle 4.11.3 (STN 33 2004-4-1)

- b. 4.11.3.1 Ochranné uzemnenie na ochranné pospájanie
- b. 4.11.3.2 Samočinné uzemnenie pri poruche
- b. 4.11.3.3 Doplnková ochrana

C) Systém TN v zmysle 4.11.4 (STN 33 2004-4-1)

AUTOR Ing. arch. BRANISLAV BANIK		Nitre s.r.o. Studenohorská 85 84100 Bratislava	
VÝKRAJOVAČ Ing. Imrich Zemančík			
NÁZOV STAVBY ZÁKLADNÁ SKOLA LAMAC, MALOKARPÁTSKE NÁMESTIE 1		Malokarpatské námestie 1 Lamac, 841 03 Bratislava	
NÁZOV VÝK. Pódorys 1.NP časť 1		Metná časť Bratislava Lamac, Malokarpatské námestie 9, 841 03 Bratislava	
DATUM JANUÁR 2020		FORMÁT 10xA4	
MIERKA 1:50		001	
PSO 01		SO-01 1250	
EŠU			
ID STAVBY STAVBY STUPEN' TABUĽKY URČENÉ STAVBY		PODOBNÉ ČÍSLO DOKUMENTU	
VÝSLEDI ČÍSLO		NÁZOV DOKUMENTU	
REVIDA			